


Блок-секция 1.
Спецификация оборудования (1 этаж)


Поз.	Обозначение	Наименование	Кол.	Примечание
	○	Светильник светодиодный 10Вт, IP65 GR 10/1100	6	
	⊙	Светильник светодиодный с датчиком движения, 10Вт, IP65 GR 10/1100Д	5	
	▬	Светильник светодиодный 19Вт, IP65, LPO/LSP oral	2	
	□	Световой указатель подъезда СУП-МУ2	1	
	▬	Световой указатель номера дома со светодиодом Д-410-10, IP65	1	
	●	Указатель "Выход", IP20	3	
	⚡	Выключатель одноклавишный открытой установки, 220В, 6А, IP54	6	
	✱	Фотореле	3	
	⚡	Розетка ~220В, 16А, IP44	1	

План первого этажа блок-секции 1

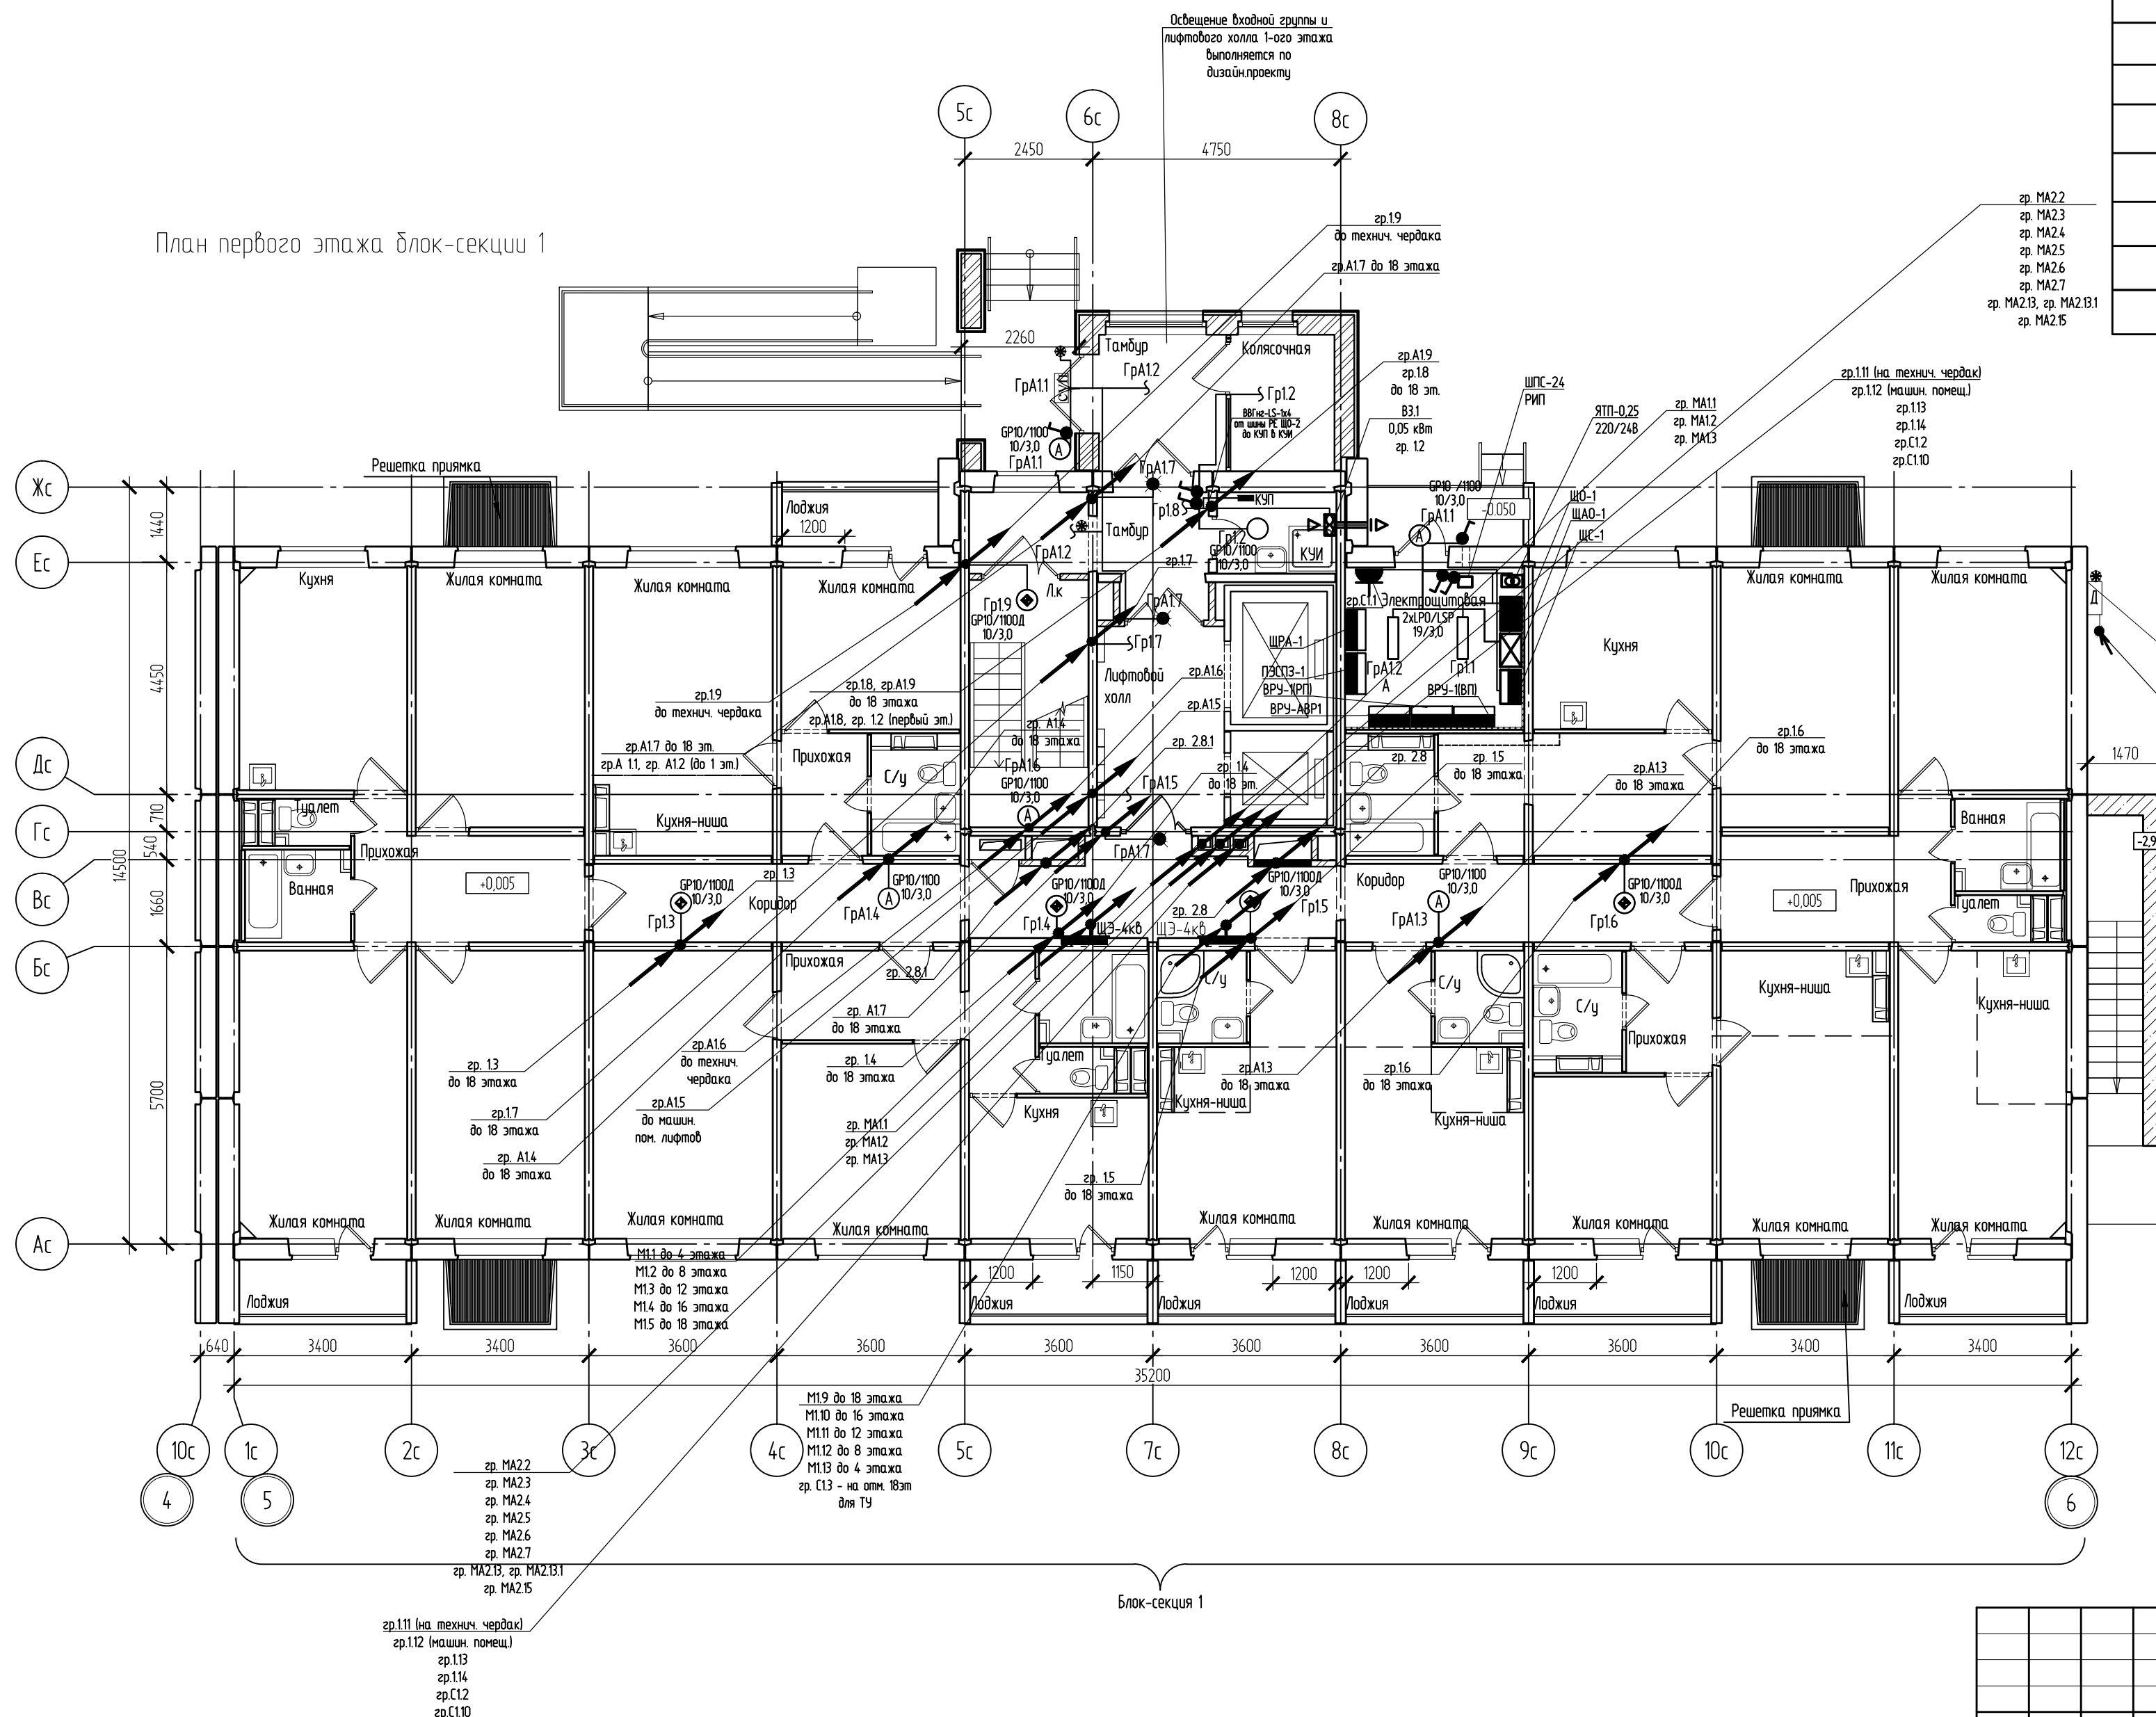

Д-410-10/3,0
Н=2,5м
из тех. этажа
к указателю
номера дома
гр. А11
(см. А21)

СХЕМА БЛОКИРОВКИ

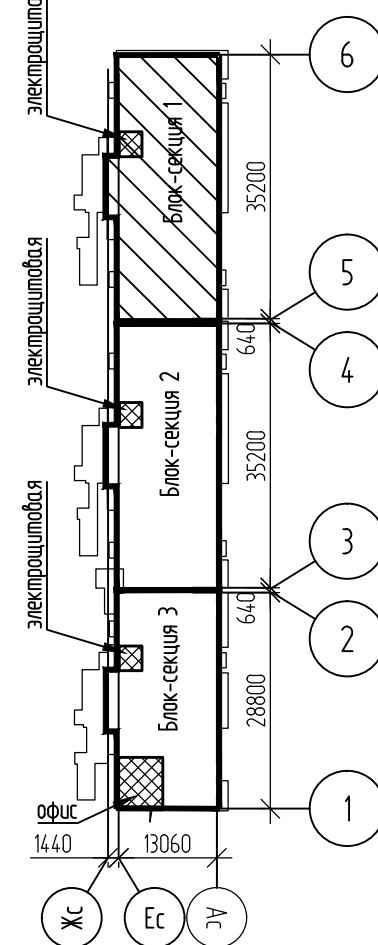

Изм. № подл. Подп. и дата. Взам. инв. №

						051.1-66-ЭМ			
						Многоквартирные многоэтажные дома №№65,66 с объектами обслуживания жилой застройки до встроенных помещений по ул. Спортивная в Ленинском районе г. Новосибирска III-IV этапы строительства			
Изм.	Кол.уч.	Лист	№ док.	Подп.	Дата	Многоквартирный многоэтажный дом №66 с объектами обслуживания жилой застройки до встроенных помещений. IV этап строительства	Стадия	Лист	Листов
Разработал	Медведева				06.26		Р	22	
Проверил	Дедкова				06.26				
						Блок-секция 1 План первого этажа. План сети электроосвещения МОП			000 "СЗ ДСК КПД-Газстрой"
Н. контроль	Романцова				06.26				