
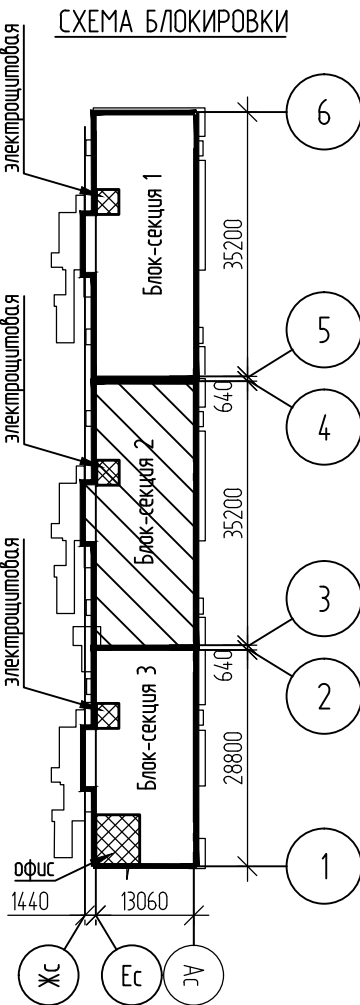


Блок-секция 2.
Спецификация оборудования (1 этаж)

Поз.	Обозначение	Наименование	Кол.	Примечание
	○	Светильник светодиодный 10Вт, IP65 GR 10/1100	6	
	⊙	Светильник светодиодный с датчиком движения, 10Вт, IP65 GR 10/1100Д	5	
	▬	Светильник светодиодный 19Вт, IP65, LPO/LSP oral	2	
	□	Световой указатель подъезда СУП-МУ2	1	
	●	Указатель "Выход", IP20	3	
	⚡	Выключатель одноклавишный открытой установки, 220В, 6А, IP54	6	
	✱	Фотореле	2	
	⚡	Розетка ~220В, 16А, IP44	1	

План первого этажа блок-секции 2

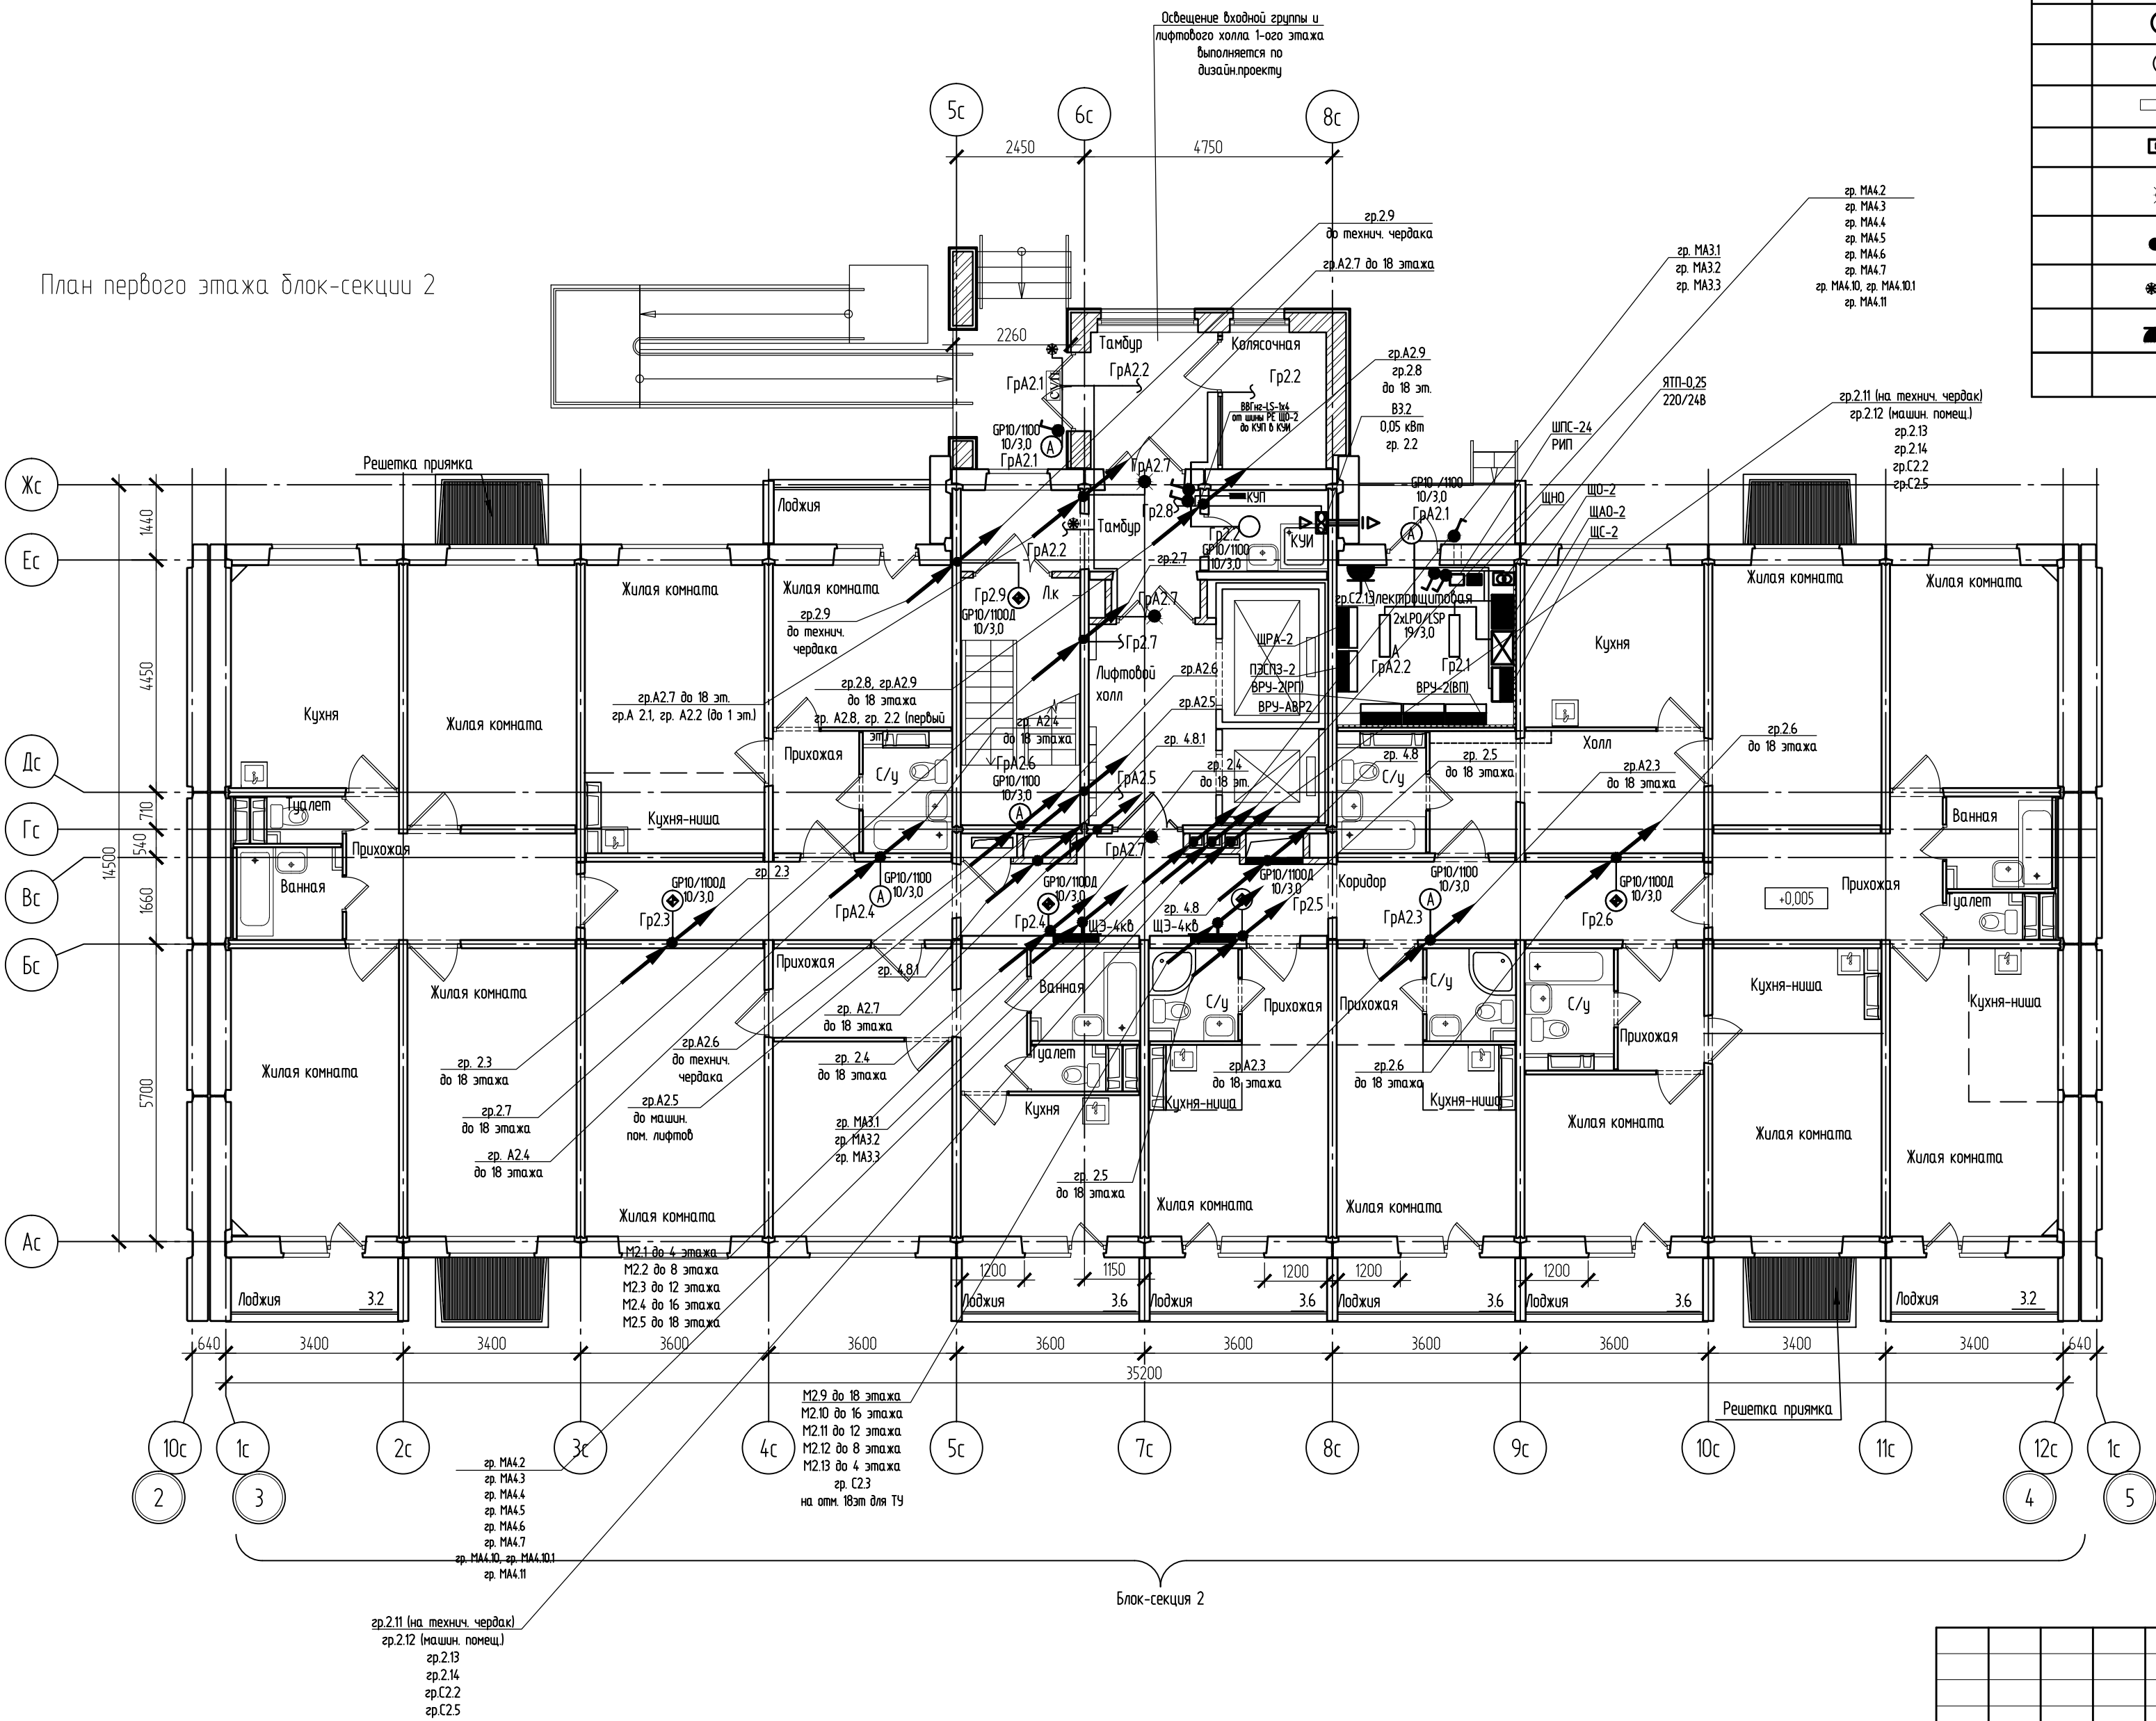

Взам. инв. №	
Подп. и дата	
Инв. № подл.	

						051.1-66-ЭМ			
						Многоквартирные многоэтажные дома №№65,66 с объектами обслуживания жилой застройки до построенных помещений по ул. Спортивная в Ленинском районе г. Новосибирска III, IV этапы строительства			
Изм.	Кол. уч.	Лист	№ док.	Подп.	Дата	Многоквартирный многоэтажный дом №66 с объектами обслуживания жилой застройки до построенных помещений. IV этап строительства	Стадия	Лист	Листов
Разработал	Медведева				06.26		Р	24	
Проверил	Дедкова				06.26				
Н. контроль	Романцова				06.26	Блок-секция 2. План первого этажа. План сети электроосвещения МОП	ООО "СЗ ДСК КПД-Газстрой"		