

Блок-секция 2.
Спецификация оборудования типового этажа
(2-18 этаж)

Поз.	Обозначение	Наименование	Кол.	Примечание
	○	Светильник светодиодный 10Вт, IP65 GR 10/1100	7	
	⊕	Светильник светодиодный с датчиком движения, 10Вт, IP65 GR 10/1100Д	5	
	●	Указатель "Выход", IP20	2	
	✱	Фотореле (установить на 2 этаже)	2	
	⏻	Розетка ~220В, 16А, IP44	1	18 эт., усил. ТВ

План типового этажа (2-18 эт.) блок-секции 2


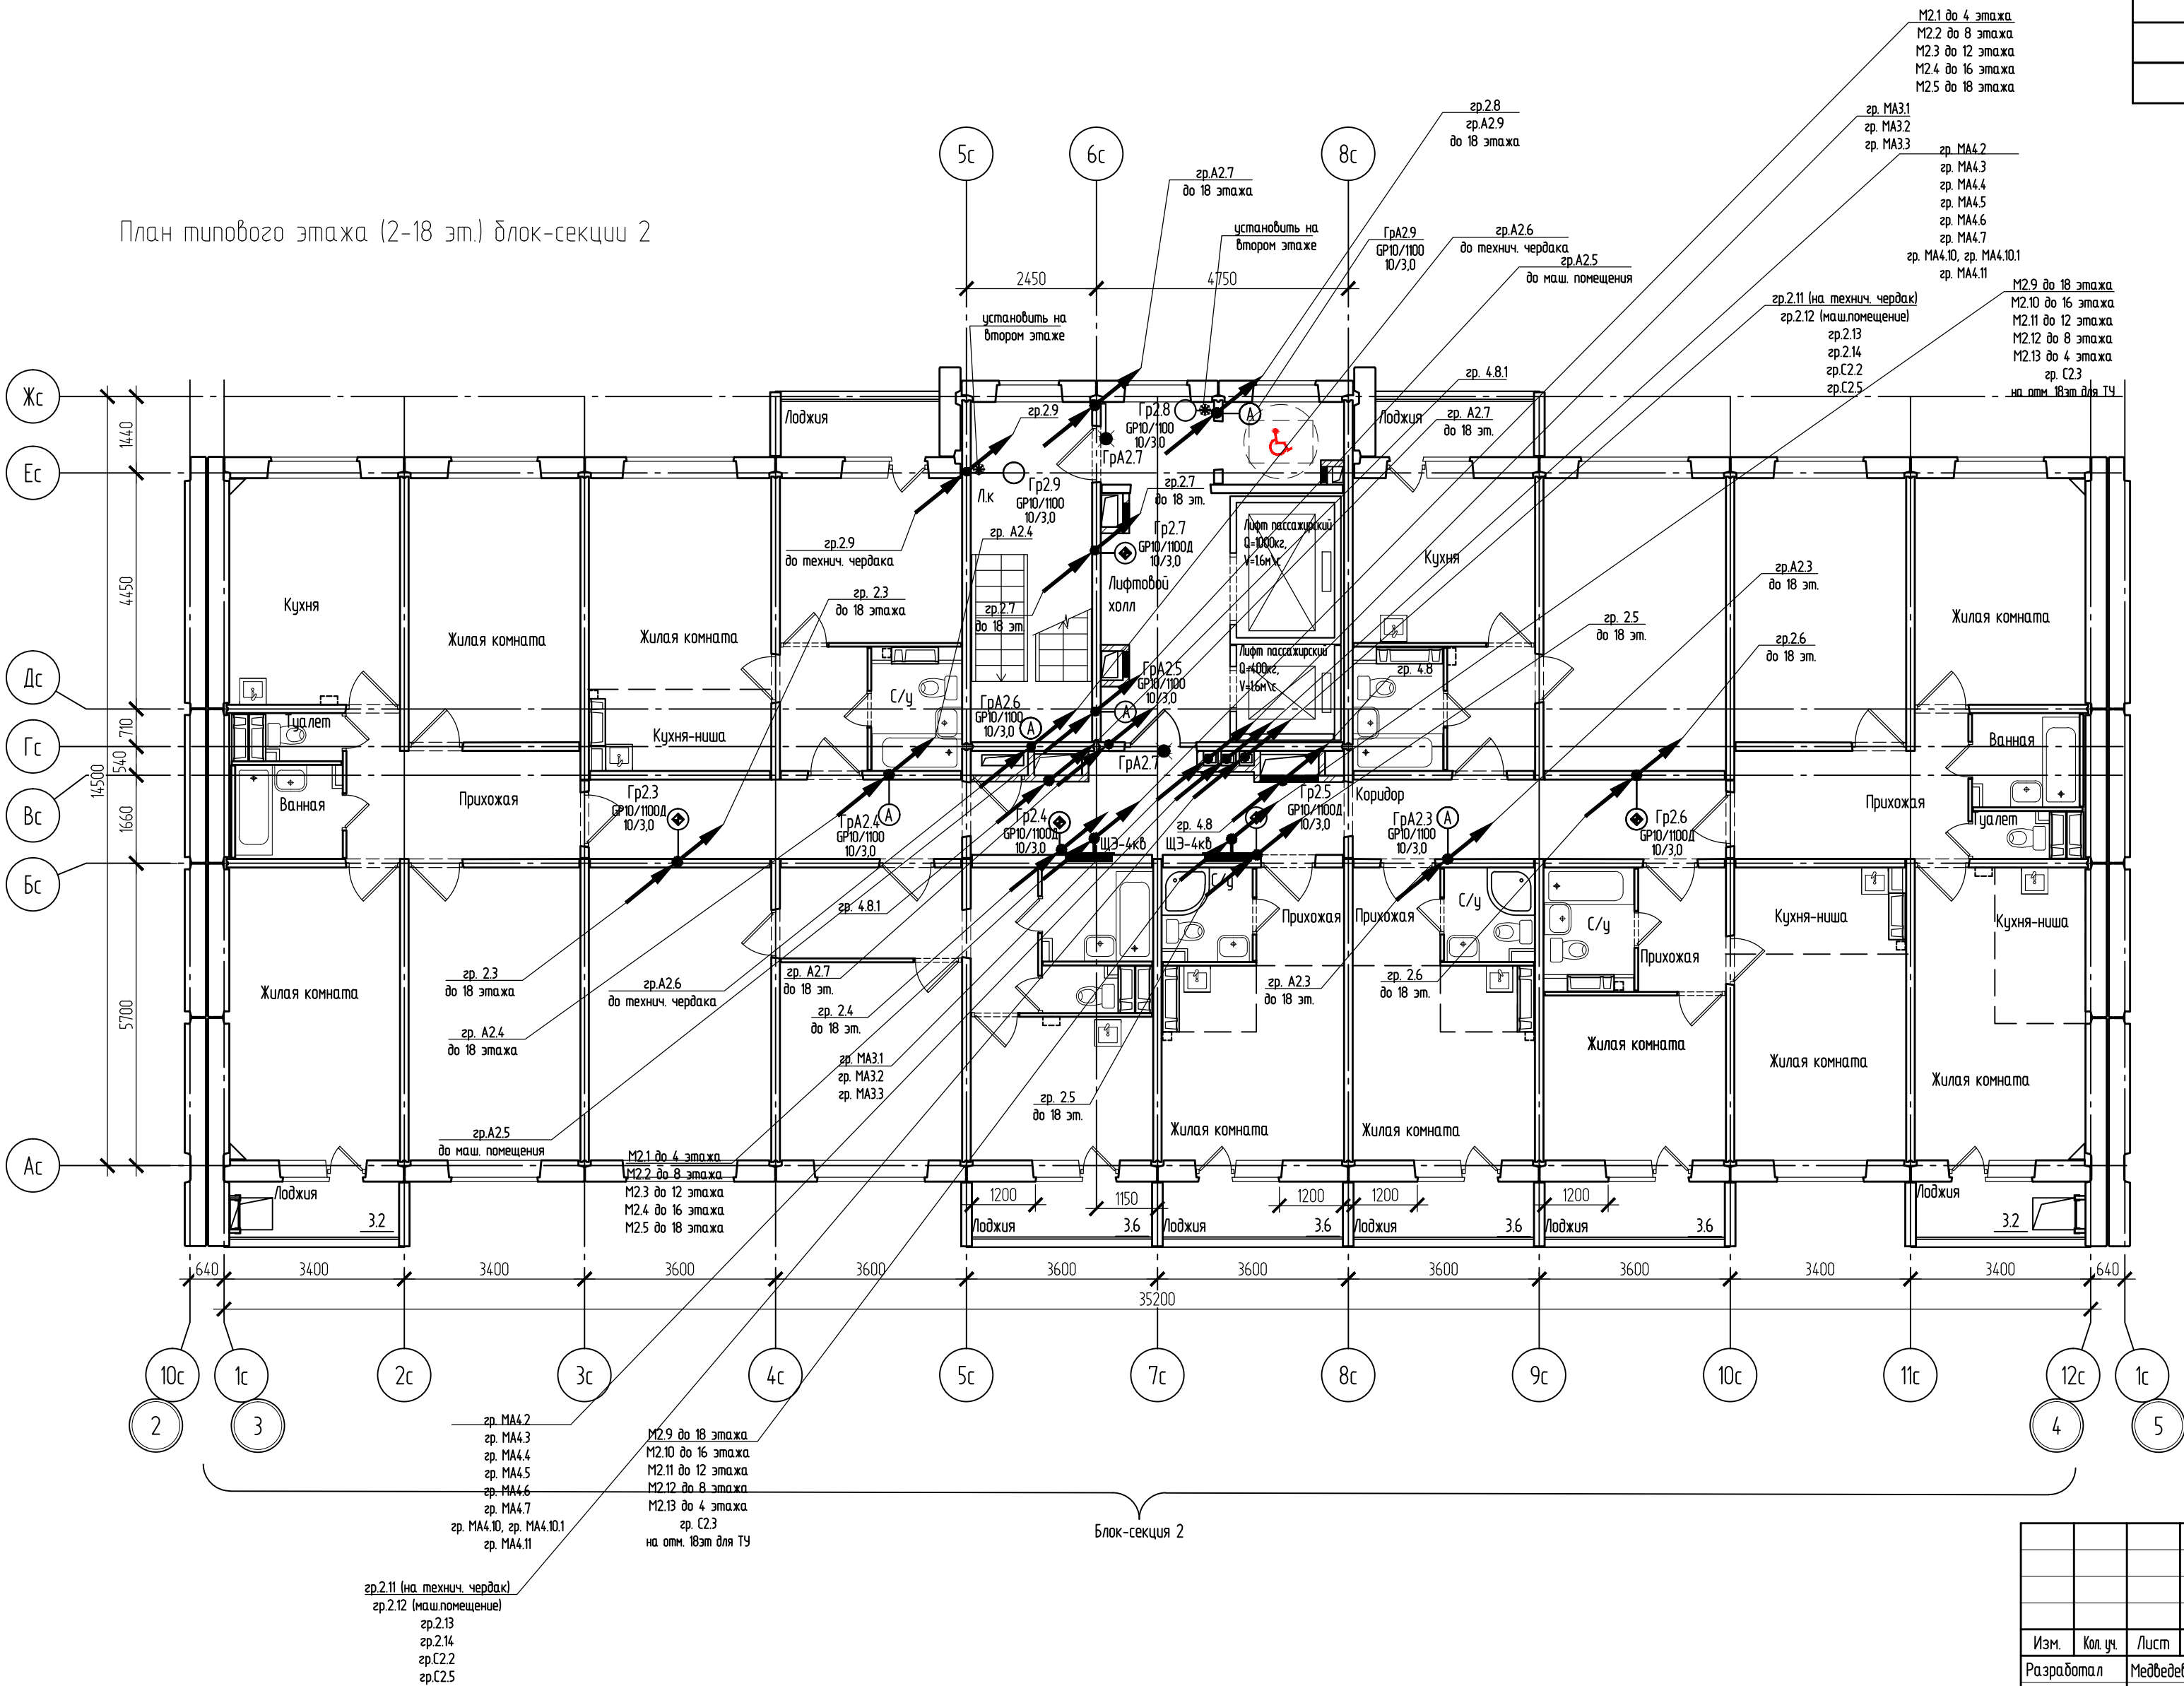


СХЕМА БЛОКИРОВКИ

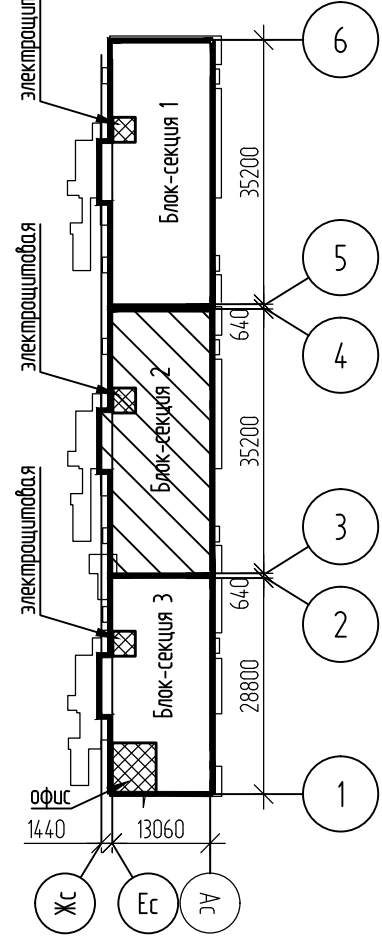

Изм. №	Взам. инв. №
Подп. и дата	
Изм. №	Взам. инв. №

						051.1-66-ЭМ			
						Многоквартирные многоэтажные дома №№65,66 с объектами обслуживания жилой застройки во встроженных помещениях по ул. Спортивная в Ленинском районе г. Новосибирска III,IV этапы строительства			
Изм.	Кол. уч.	Лист	№ док.	Подп.	Дата	Многоквартирный многоэтажный дом №66 с объектами обслуживания жилой застройки во встроженных помещениях. IV этап строительства	Стадия	Лист	Листов
Разработал	Медведева				06.26		Р	25	
Проверил	Дедкова				06.26				
						Блок-секция 2. План типового этажа (2-18 эт.). План сети электроосвещения МОП	ООО "СЗ ДСК КПД-Газстрой"		
Н. контроль	Романцова				06.26				