
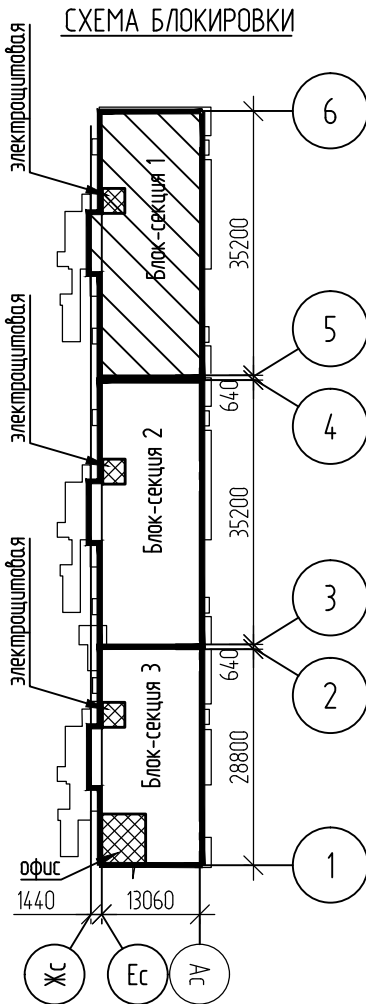


Блок-секция 1.
Спецификация оборудования (2-16 этаж)

Поз.	Обозначение	Наименование	Кол.	Приме-чание
	■	Щит этажный ЩЭ на 4 квартиры	2	
	■	Щиток квартирный	8	
		Обрамление	2	
	⏏	Звонок безискровой с кнопкой типа Агат.	8	
	⊗	Патрон подвесной	17	
	⚡	Зажим люстровый КЛ-2,5УЗ	124	
	♂	Выключатель одноклавишный, 220В, 10А, IP20, скрытой установки	24	
	♂	Выключатель двухклавишный, 220В, 10А, IP20, скрытой установки	16	
	⚡	Розетка, 220В, 16А, IP20, со шторками	96	
	⚡	Розетка, 220В, 16А, IP20,со шторками 2х-местная	10	
	⚡	Разъем штепсельный, 220В, 32А, РШ-ВШ-32	8	
	⚡	Розетка ~220В, 16А, IP44	8	
	○	Светильник SPB-201-0-65K-018, IP65, кл. защиты 2	11	
		Коробка монтажная КУП	8	
		Зажим контактный винтовой ЗВИ-ЗПЗ/zvi-3-PE (для подвесных потолков)	15	жилая комната

План типового этажа (2-16 эт.) блок-секции 1

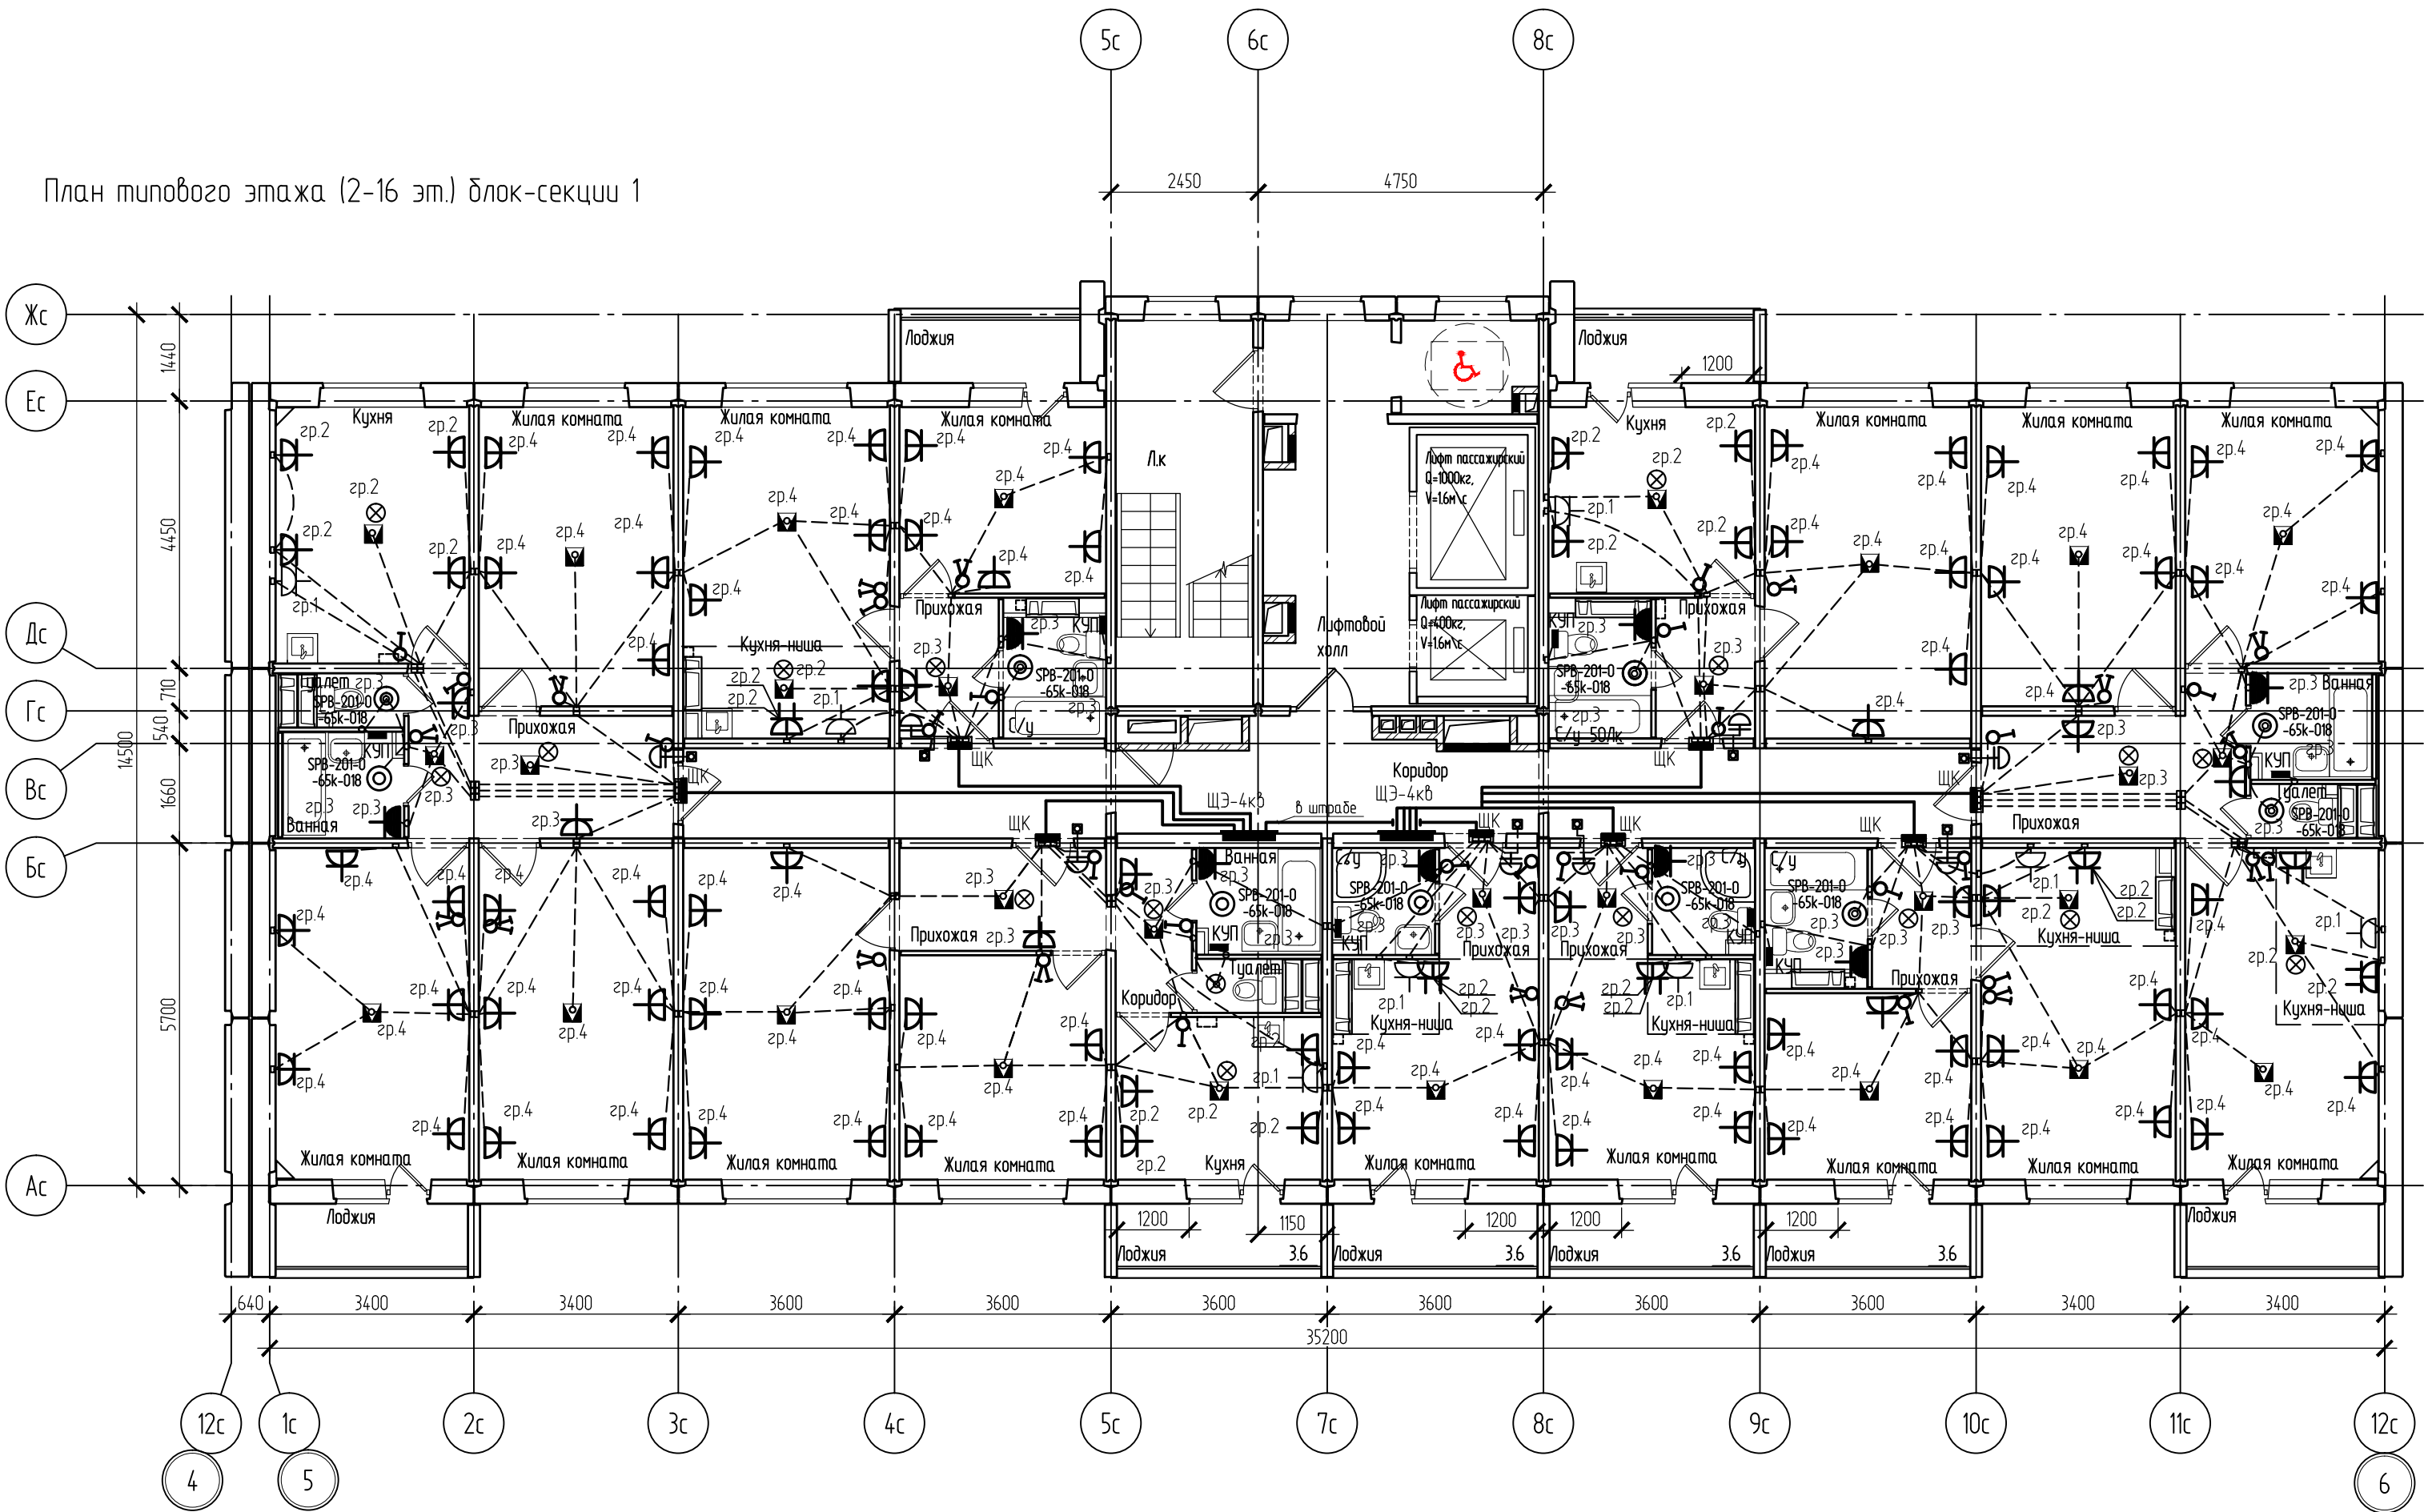

- Примечание
1. Проводку в квартирах выполнить скрыто в панелях в закладных гладких трубах ПНД проводом Пувнг(А)-LS.
 2. В жилых комнатах, кухнях, с/у и прихожих устанавливаются люстровые зажимы. Патроны предусмотрены в прихожих, коридорах, туалетах и кухнях.
 3. Все выключатели установить на высоте 0,9 м от уровня пола. Розетки на высоте 0,3 м от уровня пола, если иного не указано на плане. Спуски кабелей от коробки ответвительной выполнить скрыто в панелях в закладных гладких трубах ПНД.
 4. Звонок установить на высоте 1,5 м от уровня пола на двусторонний скотч.
 5. Розетки IP44 в с/у установить в зоне 3 на высоте +1,000. Коробки ШУП с шинкой ДСУП установить на отм.+0.200.
 6. Монтаж электропроводки выполнить согласно ГОСТ Р 50571.15-97 часть 5 п.52, ПУЭ, СП 256.1325800.2016.
 7. От щита этажного до ввода в квартиры кабели проложить скрыто в плитах перекрытий в закладных гладких трубах ПНД кабелем с расщепленными жилами ВВГнг(А)-LS.
 8. При соединении розеток и светильников шлейфом, РЕ-проводники должны присоединяться при помощи ответвлений без разрыва.
 8. Общие примечания см. л.2

Блок-секция 1

Назначение групп в квартире до 90кв.м
Гр.1 - 32А-УЗО - электроплита
Гр.2 - 16А-УЗО - освещение + розеточная сеть на кухне
Гр.3 - 16А-УЗО - освещение + розетка с/у, освещение + розетка прихожей
Гр.4 - 16А-УЗО - освещение + розеточная сеть в жилых комнатах

						051.1-66-ЭМ		
						Многоквартирные многоэтажные дома №№65,66 с объектами обслуживания жилой застройки во бстроенных помещениях по ул. Спортивная в Ленинском районе г. Новосибирска III,IV этапы строительства		
Изм.	Кол.уч.	Лист	№ док.	Подп.	Дата	Многоквартирный многоэтажный дом №66 с объектами обслуживания жилой застройки во бстроенных помещениях. IV этап строительства	Стадия	Лист
Разработал	Медведева			06.26			Р	29
Проверил	Дедкова			06.26				
Н. контроль	Романцова			06.26		Блок-секция 1. План типового этажа (2-16 эт.). План сети электроосвещения, розеточной сети квартир	000 "СЗ ДСК КПД-Газстрой"	