


Блок-секция 2.  
Спецификация оборудования (1 этаж)

| Поз. | Обозначение | Наименование                                                  | Кол.          | Примечание                            |
|------|-------------|---------------------------------------------------------------|---------------|---------------------------------------|
|      | —           | Щит этажный ЩЭ на 4 квартиры                                  | 2             |                                       |
|      | —           | Щиток квартирный                                              | 8             |                                       |
|      | —           | Обрамление                                                    | 2             |                                       |
|      | ⤵           | Звонок безисковой с кнопкой типа Агат.                        | 8             |                                       |
|      | ⊗           | Патрон подвесной                                              | 18            |                                       |
|      | Ⓜ           | Зажим люстровый КЛ-2,5У3                                      | 124           |                                       |
|      | ⚡           | Выключатель одноклавишный, 220В, 10А, IP20, скрытой установки | 24            |                                       |
|      | ⚡           | Выключатель двухклавишный, 220В, 10А, IP20, скрытой установки | 15            |                                       |
|      | ⚡           | Розетка, 220В, 16А, IP20, со шторками                         | 91            |                                       |
|      | ⚡           | Розетка, 220В, 16А, IP20,со шторками                          | 2х-местная 10 |                                       |
|      | ⚡           | Разъем штепсельный, 220В, 32А, РШ-ВШ-32                       | 8             |                                       |
|      | ⚡           | Розетка ~220В, 16А, IP44                                      | 8             |                                       |
|      | ○           | Светильник SPB-201-0-65K-018, IP65, кл. защиты 2              | 11            |                                       |
|      | —           | Коробка монтажная КУП                                         | 8             |                                       |
|      |             | Крюк для крепления светильников Л249У3                        | 32            | жилые комнаты, прихожие, холлы, кухни |
|      |             | Розетка потолочная                                            | 32            |                                       |

План первого этажа блок-секции 2

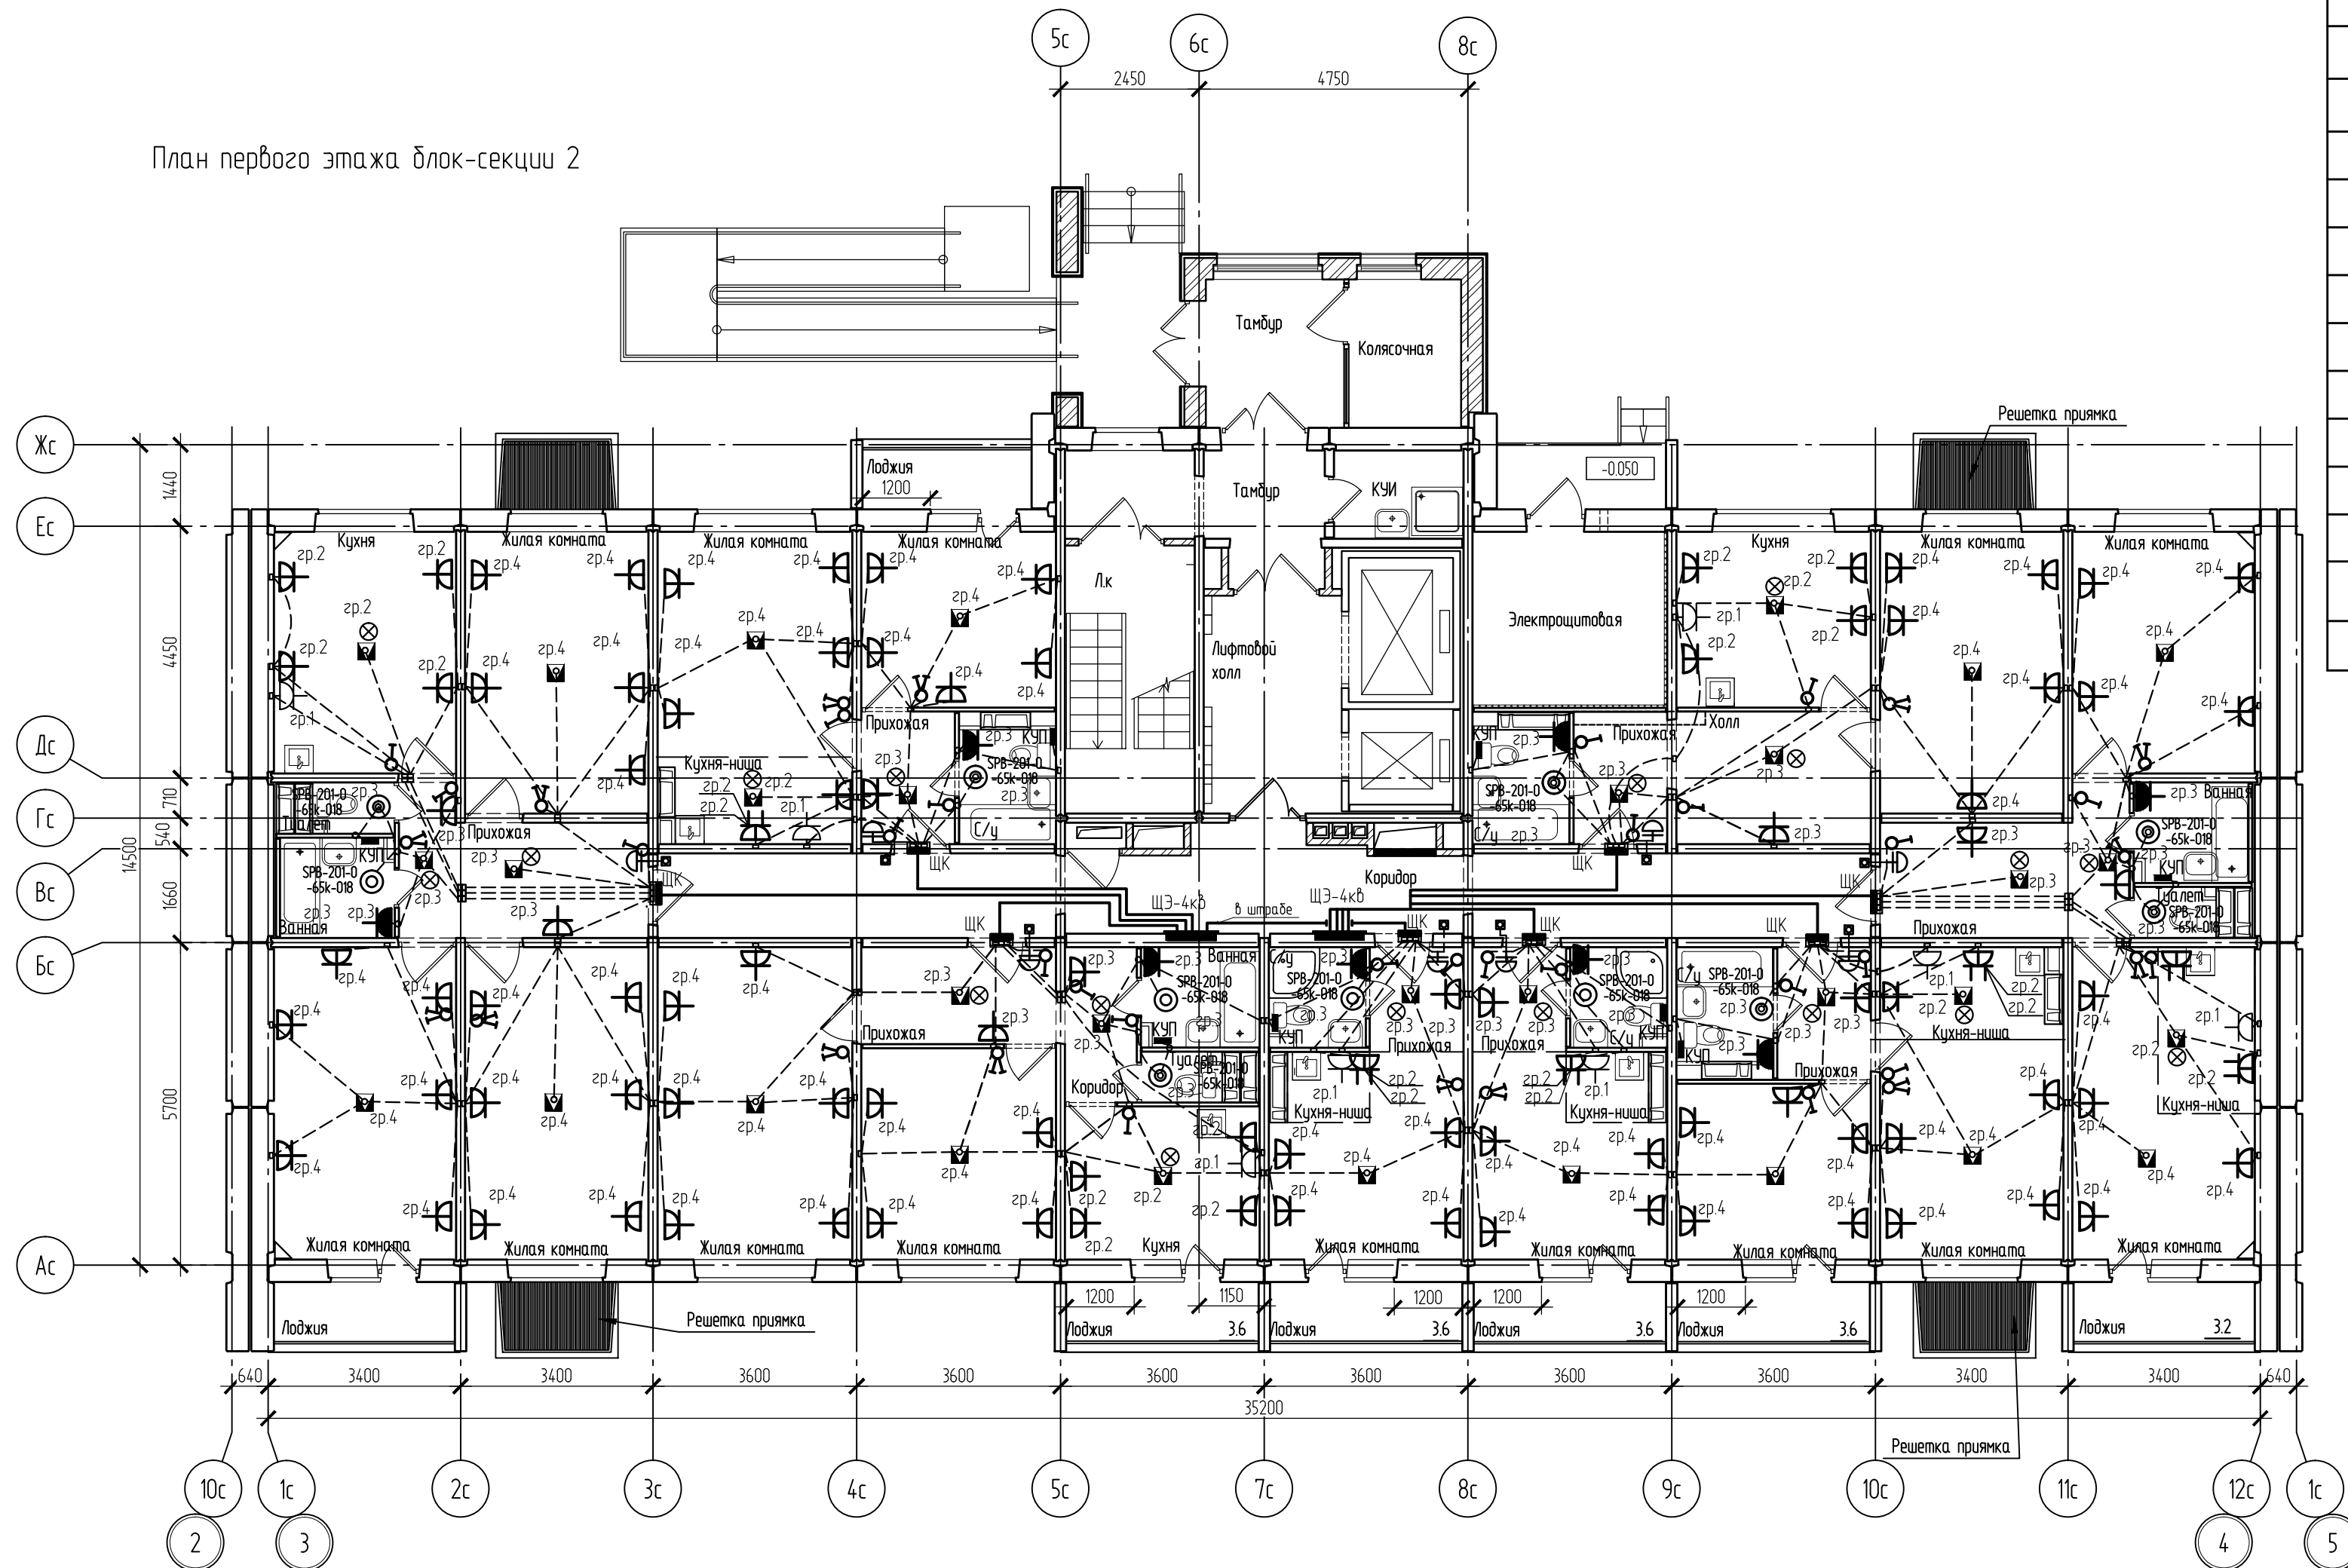


Примечание

1. Проводку в квартирах выполнить скрыто в панелях в закладных гладких трубах ПНД проводом ПуВнг(А)-LS.
2. В жилых комнатах, кухнях, с/у и прихожих устанавливаются люстровые зажимы. Патроны предусмотрены в прихожих, коридорах, туалетах и кухнях.
3. Все выключатели установить на высоте 0,9 м от уровня пола. Розетки на высоте 0,3 м от уровня пола, если иного не указано на плане. Спуски кабелей от коробки ответвительной выполнить скрыто в панелях в закладных гладких трубах ПНД. Звонок установить на высоте 1,5 м от уровня пола на двусторонний скотч.
4. Розетки IP44 в с/у установить в зоне 3 на высоте +1,000. Коробки ШУП с шинкой ЛСУП установить на отм.+0.200.
5. Монтаж электропроводки выполнить согласно ГОСТ Р 50571.15-97 часть 5 гл.52, ПУЭ, СП 256.1325800.2016.
6. От щита этажного до ввода в квартиры кабели проложить скрыто в плитах перекрытий в закладных гладких трубах ПНД кабелем с расцветочными жилами ВВГнг(А)-LS.
7. При соединении розеток и светильников шлейфом, РЕ-проводники должны присоединяться при помощи ответвлений без разрыва.
8. Общие примечания см. л.2

Блок-секция 2

Назначение групп в квартире до 90кв.м  
Гр.1 - 32А-У30 - электроплита  
Гр.2 - 16А-У30 - освещение + розеточная сеть на кухне  
Гр.3 - 16А-У30 - освещение + розетка с/у, освещение + розетка прихожей  
Гр.4 - 16А-У30 - освещение + розеточная сеть в жилых комнатах

СХЕМА БЛОКИРОВКИ

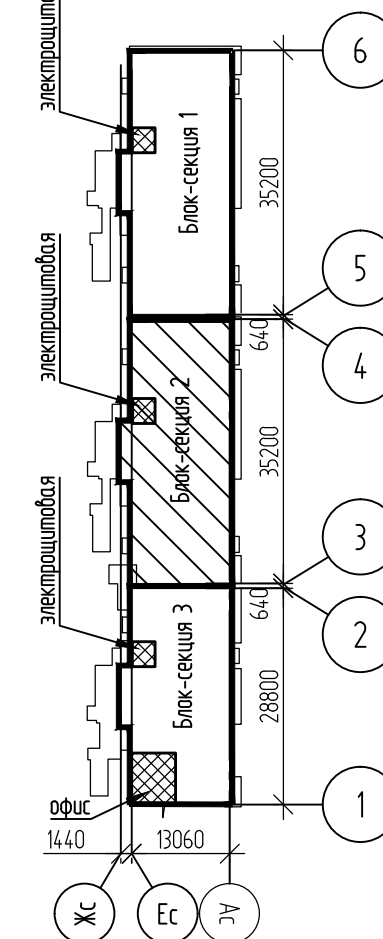

|             |           |      |        |                                                                                       |       |                                                                                                                                                                                                      |                           |      |        |
|-------------|-----------|------|--------|---------------------------------------------------------------------------------------|-------|------------------------------------------------------------------------------------------------------------------------------------------------------------------------------------------------------|---------------------------|------|--------|
|             |           |      |        |                                                                                       |       | 051.1-66-ЭМ                                                                                                                                                                                          |                           |      |        |
|             |           |      |        |                                                                                       |       | Многоквартирные многоэтажные дома №№65,66<br>с объектами обслуживания жилой застройки до построенных<br>помещений по ул. Спортивная в Ленинском районе г. Новосибирска<br>III,IV этапы строительства |                           |      |        |
| Изм.        | Кол.уч.   | Лист | № док. | Подп.                                                                                 | Дата  | Многоквартирный многоэтажный дом №66<br>с объектами обслуживания жилой застройки<br>до построенных помещений.<br>IV этап строительства                                                               | Стадия                    | Лист | Листов |
| Разработал  | Медведева |      |        |  | 06.26 |                                                                                                                                                                                                      |                           |      |        |
| Проверил    | Дедкова   |      |        |  | 06.26 |                                                                                                                                                                                                      | Р                         | 31   |        |
|             |           |      |        |                                                                                       |       | Блок-секция 2.<br>План первого этажа.<br>План сети электроосвещения, розеточной сети квартир                                                                                                         | ООО "СЗ ДСК КПД-Газстрой" |      |        |
| Н. контроль | Романцова |      |        |  | 06.26 |                                                                                                                                                                                                      |                           |      |        |