



Блок-секция 2.
 Спецификация оборудования (2-16 этаж)

План типового этажа (2-16 эт.) блок-секции 2

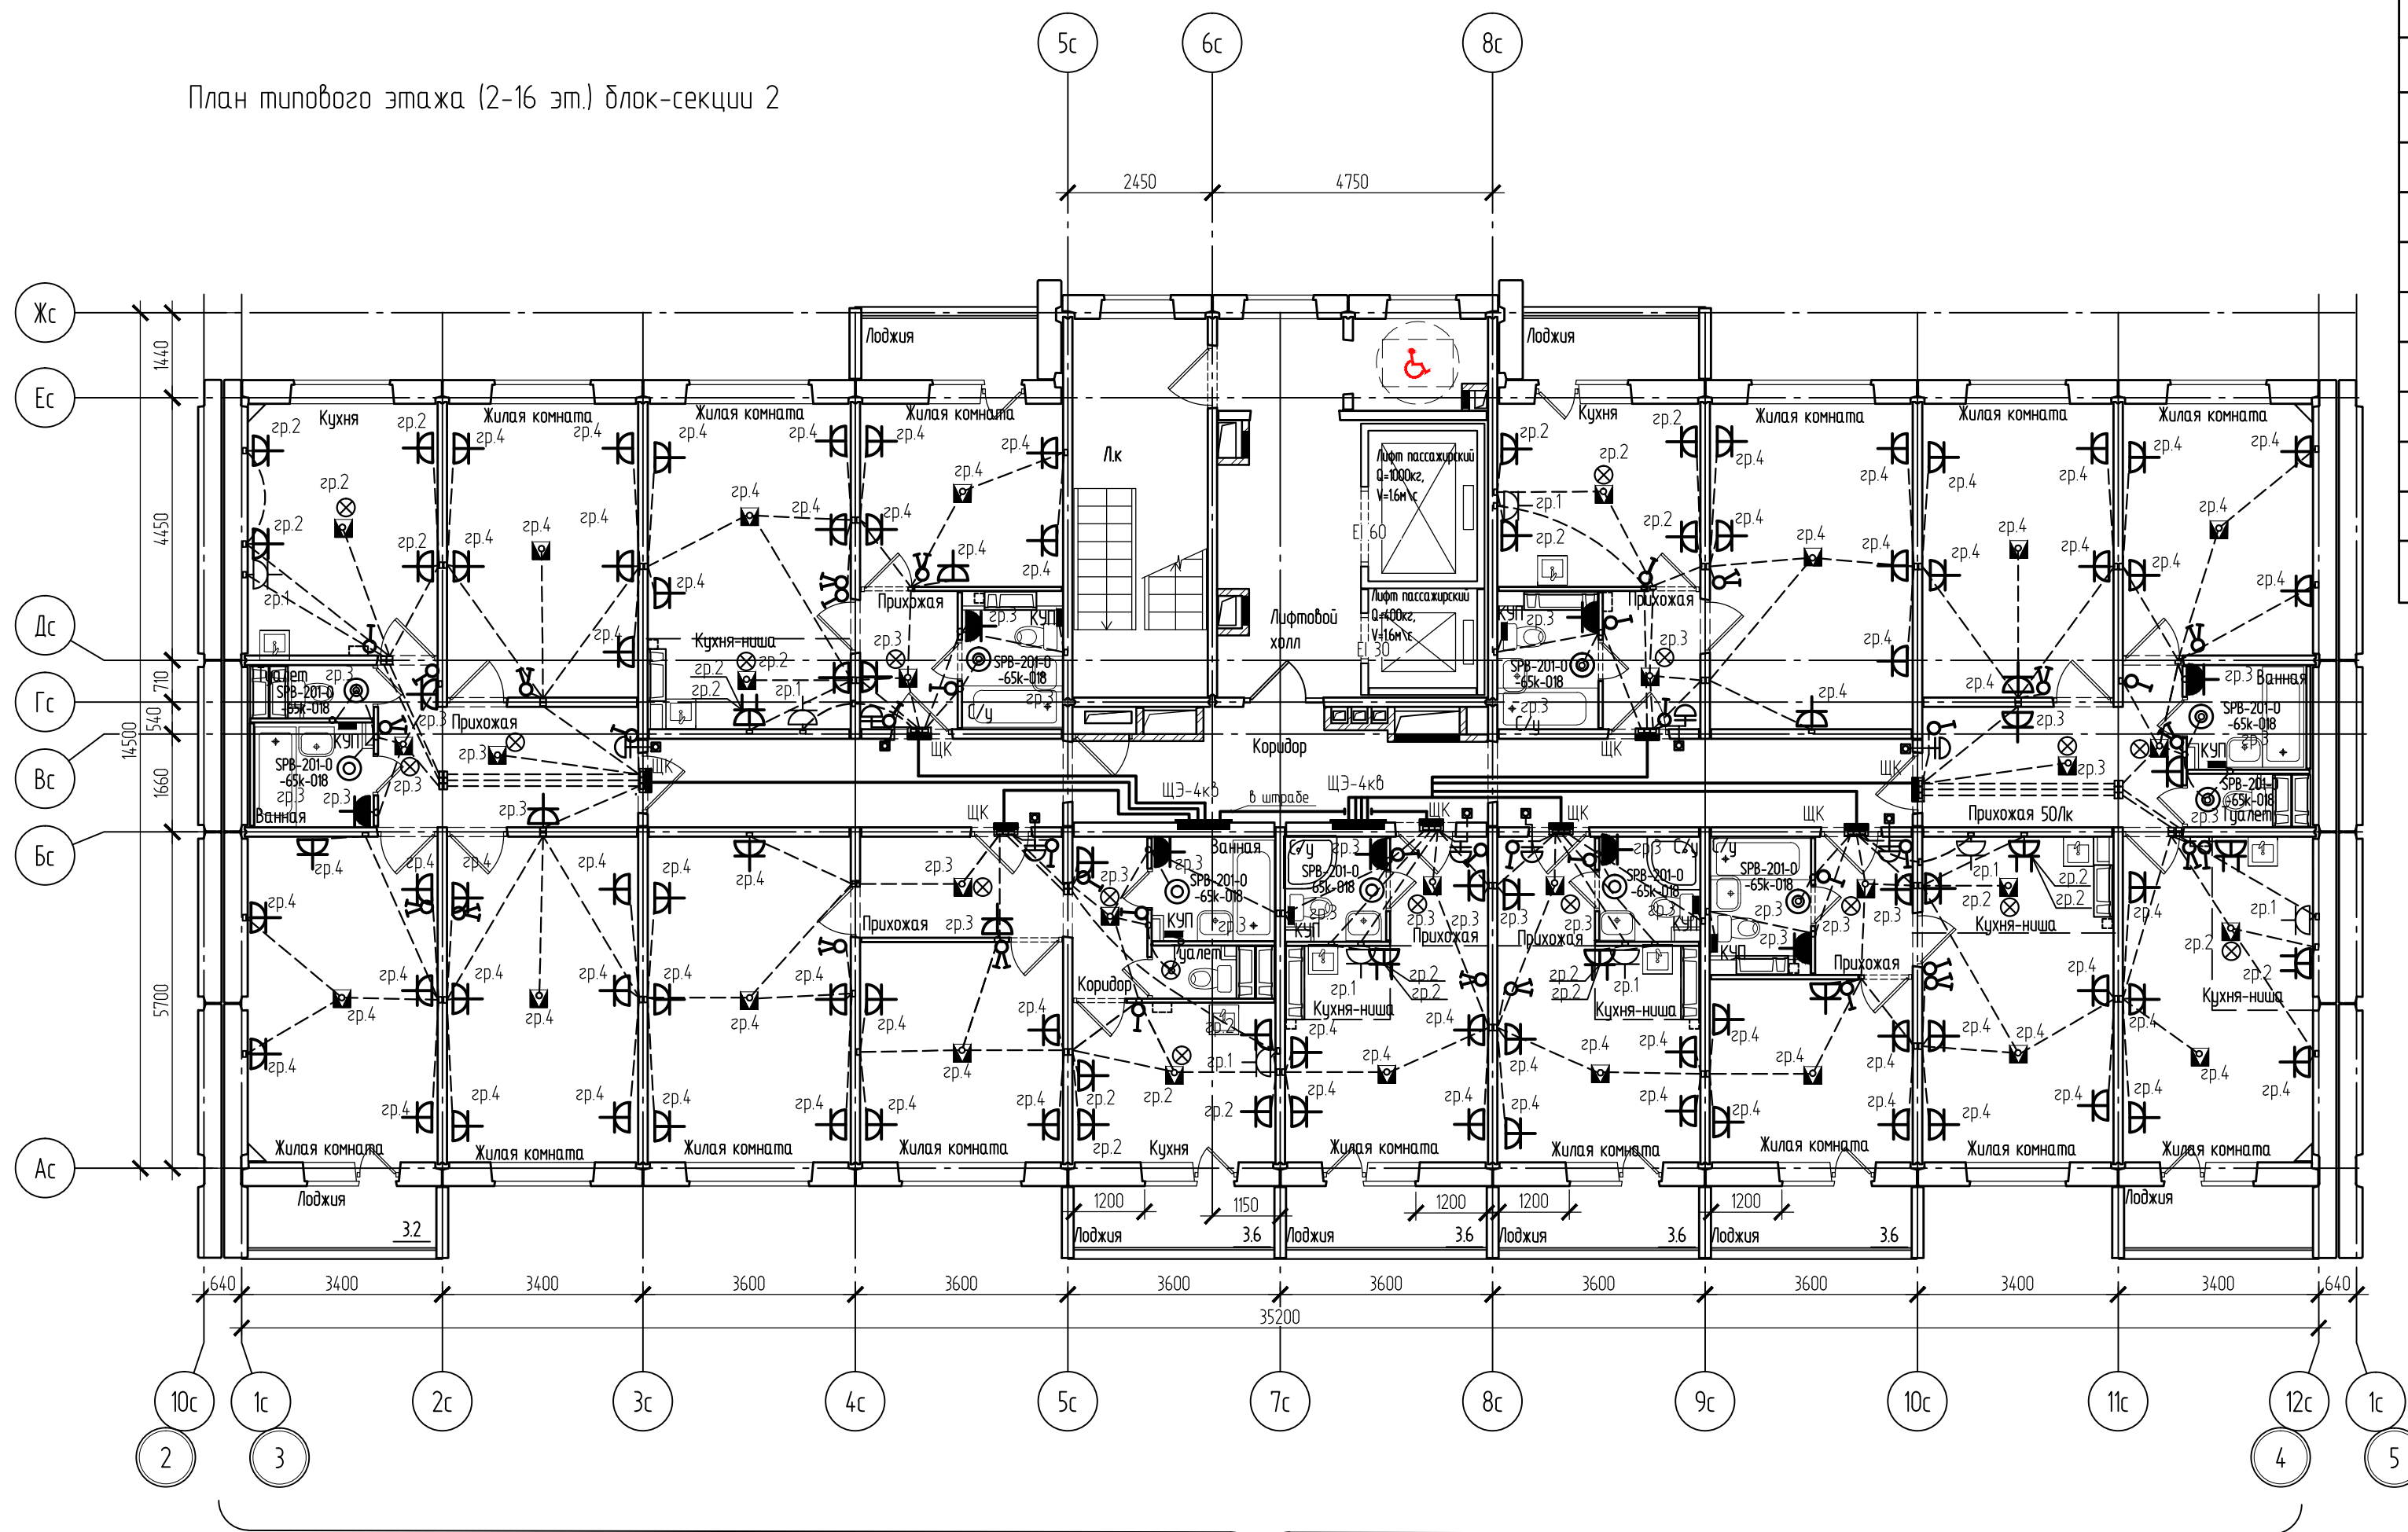

Поз.	Обозначение	Наименование	Кол.	Примечание
		Щит этажный ЩЭ на 4 квартиры	2	
		Щиток квартирный	8	
		Обрамление	2	
		Звонок безискровой с кнопкой типа Агат.	8	
		Патрон подвесной	17	
		Зажим люстровый КЛ-2,5УЗ	124	
		Выключатель одноклавишный, 220В, 10А, IP20, скрытой установки	24	
		Выключатель двухклавишный, 220В, 10А, IP20, скрытой установки	16	
		Розетка, 220В, 16А, IP20, со шторками	96	
		Розетка, 220В, 16А, IP20, со шторками	2х-местная 10	
		Разъем штепсельный, 220В, 32А, РШ-ВШ-32	8	
		Розетка ~220В, 16А, IP44	8	
		Светильник SPB-201-0-65K-018, IP65, кл. защиты 2	11	
		Коробка монтажная КУП	8	
		Зажим контактный винтовой ЗВИ-ЗПЗ/zvi-3-PE (для подвесных потолков)	15	жилые комнаты

 
СХЕМА БЛОКИРОВКИ

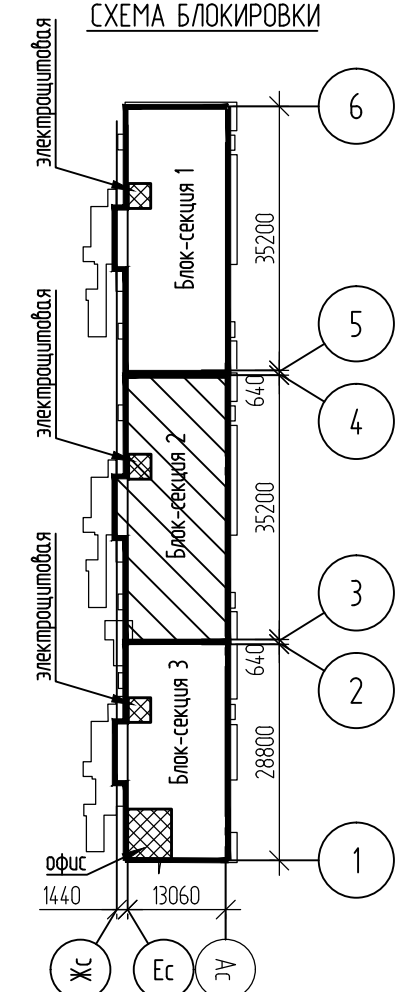

Примечание

1. Проводку в квартирах выполнить скрыто в панелях в закладных гладких трубах ПНД проводом ПуВнг(A)-LS.
 2. В жилых комнатах, кухнях, с/у и прихожих устанавливаются люстровые зажимы. Патроны предусмотрены в прихожих, коридорах, туалетах и кухнях.
 3. Все выключатели установить на высоте 0,9 м от уровня пола. Розетки на высоте 0,3 м от уровня пола, если иного не указано на плане. Спуски кабелей от коробки ответвительной выполнить скрыто в панелях в закладных гладких трубах ПНД. Звонки установить на высоте 1,5 м от уровня пола на двусторонний скотч.
 4. Розетки IP44 в с/у установить в зоне 3 на высоте +1,000. Коробки ШУП с шинкой ДСУП установить на отм.+0.200.
 5. Монтаж электропроводки выполнить согласно ГОСТ Р 50571.15-97 часть 5 гл52, ПУЭ, СП 256.1325800.2016.
 6. От щита этажного до ввода в квартиру кабели проложить скрыто в лиштах перекрытий в закладных гладких трубах ПНД кабелем с расщепленными жилами ВВГнг(A)-LS.
 7. При соединении розеток и светильников шлейфом, РЕ-проводники должны присоединяться при помощи ответвлений без разрыва.
8. Общие примечания см. л2

Назначение групп в квартире до 90квм
 Гр.1 - 32А-У30 - электроплита
 Гр.2 - 16А-У30 - освещение + розеточная сеть на кухне
 Гр.3 - 16А-У30 - освещение + розетка с/у, освещение + розетка прихожей
 Гр.4 - 16А-У30 - освещение + розеточная сеть в жилых комнатах

						0511-66-ЭМ			
						Многоквартирные многоэтажные дома №№65,66 с объектами обслуживания жилой застройки во встроенных помещениях по ул. Спортивная в Ленинском районе г. Новосибирска III-IV этапы строительства			
Изм.	Кол.уч.	Лист	№ док.	Подп.	Дата	Многоквартирный многоэтажный дом №66 с объектами обслуживания жилой застройки во встроенных помещениях. IV этап строительства	Стадия	Лист	Листов
Разработал	Медведева				06.26		Р	32	
Проверил	Дедкова				06.26				
Н. контроль	Романцова				06.26	Блок-секция 2. План типового этажа (2-16 эт.). План сети электроснабжения, розеточной сети квартиры	ООО "СЗ ДСК КПД-Газстрой"		