

Блок-секция 2.
Спецификация оборудования (17-18 этаж)

Поз.	Обозначение	Наименование	Кол.	Примечание
	—	Щит этажный ШЭ на 4 квартиры	2	
	—	Щиток квартирный	8	
		Обрамление	2	
	⌋	Звонок безискровой с кнопкой типа Агат.	8	
	⊗	Патрон подвесной	17	
	⬢	Зажим ленточный КЛ-2,5УЗ	124	
	♂	Выключатель одноклавишный, 220В, 10А, IP20, скрытой установки	20	
	♂	Выключатель двухклавишный, 220В, 10А, IP20, скрытой установки	22	
	⌋	Розетка, 220В, 16А, IP20, со шторками	96	
	⌋	Розетка, 220В, 16А, IP20,со шторками 2х-местная	10	
	⌋	Разъем штепсельный, 220В, 32А, РШ-ВШ-32	8	
	⌋	Розетка ~220В, 16А, IP44	8	
	○	Светильник SPB-201-0-65K-018, IP65, кл. защиты 2	11	
	—	Коробка монтажная КУП	8	
		Зажим контактный винтовой ЗВИ-ЗПЗ/zvi-3-РЕ (для подвесных потолков)	15	жилые комнаты

План типового этажа (17-18 эт.) блок-секции 2


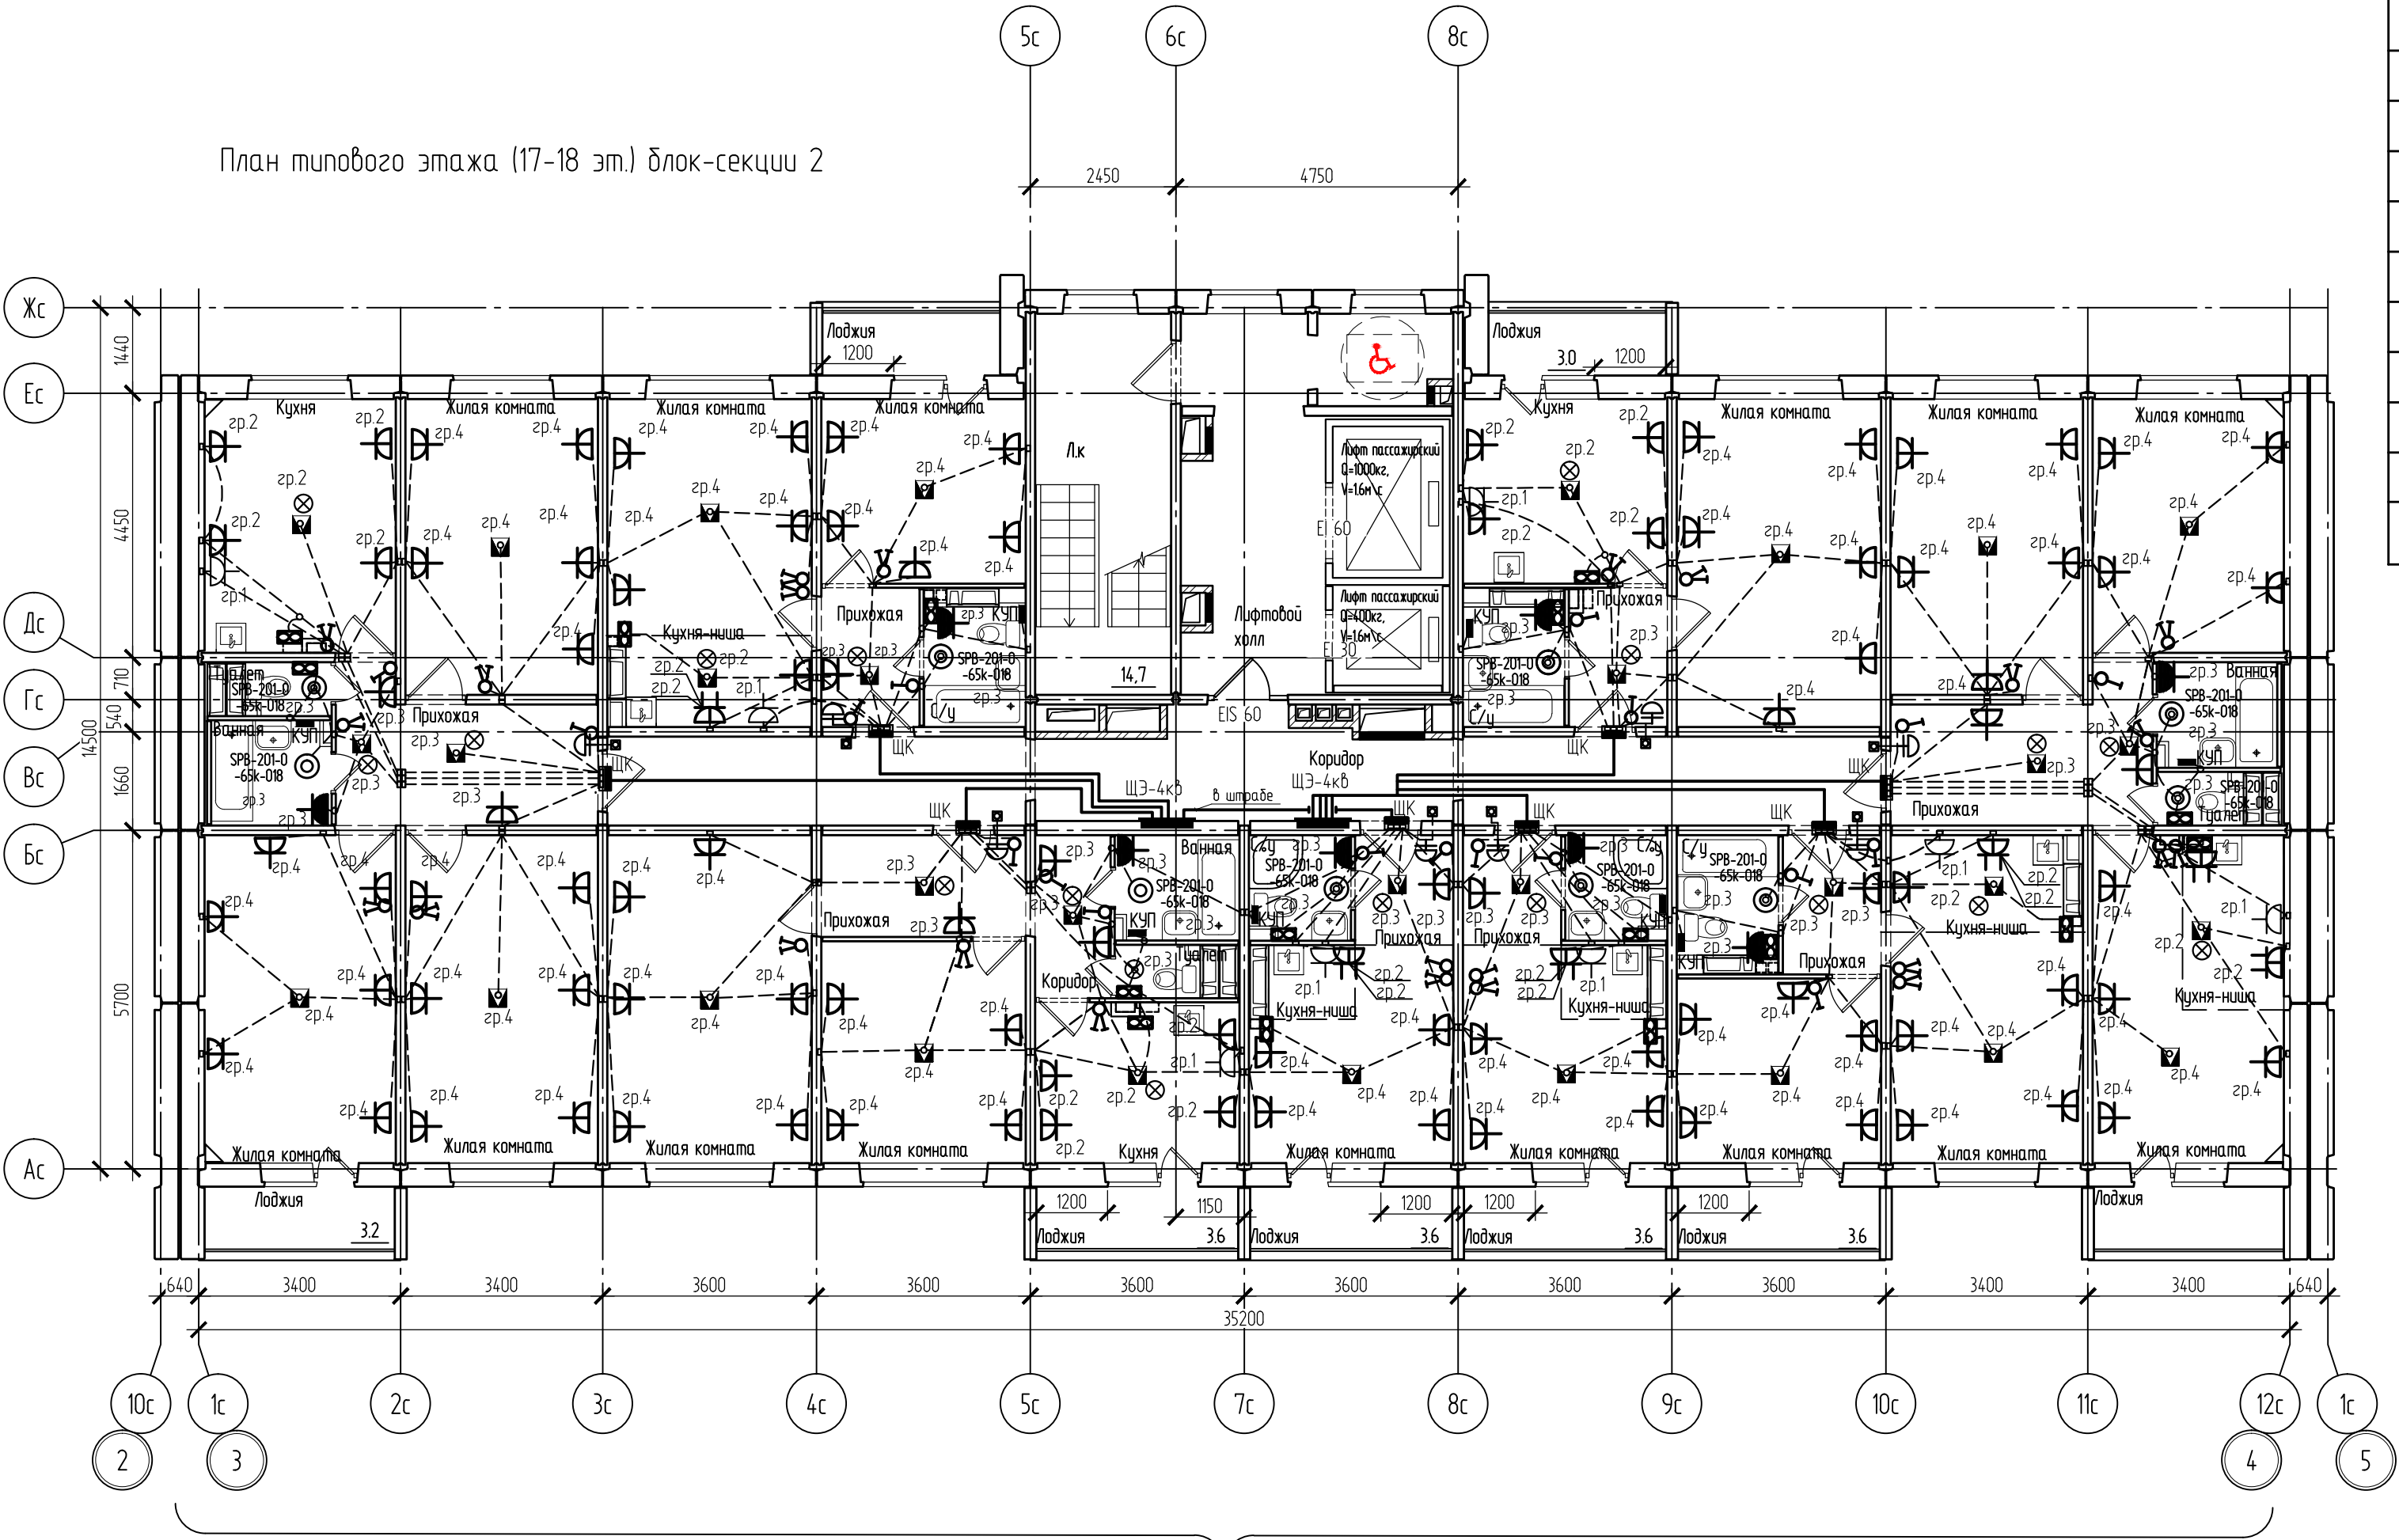


СХЕМА БЛОКИРОВКИ

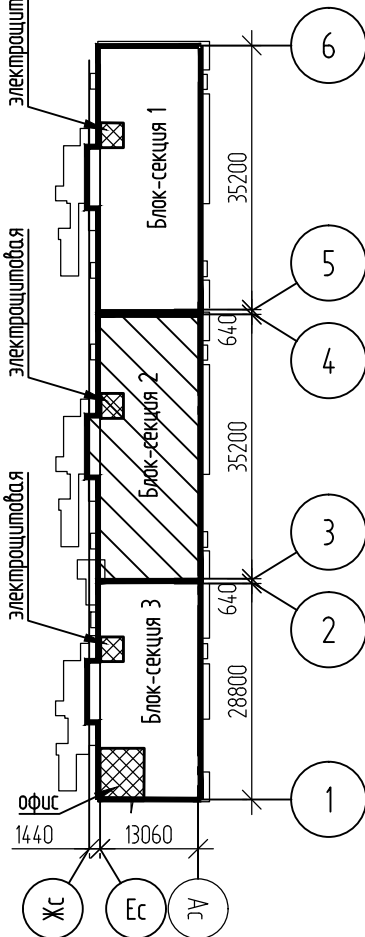

Примечание

1. Проводку в квартирах выполнить скрыто в панелях в закладных гладких трубах ПНД проводом ПуВнг(А)-LS.
2. В жилых комнатах, кухнях, с/у и прихожих устанавливаются люстровые зажимы. Патроны предусмотрены в прихожих, коридорах, туалетах и кухнях.
3. Все выключатели установить на высоте 0,9 м от уровня пола. Розетки на высоте 0,3 м от уровня пола, если иного не указано на плане. Спуски кабелей от коробки ответственной выполнить скрыто в панелях в закладных гладких трубах ПНД. Звонок установить на высоте 1,5 м от уровня пола на двусторонний скотч.
4. Розетки IP44 в с/у установить в зоне 3 на высоте +1,000. Коробки ШУП с шиной ДСУП установить на отм.+0.200.
5. Монтаж электропроводки выполнять согласно ГОСТ Р 50571.15-97 часть 5 гл.52, ПУЭ, СП 256.1325800.2016.
6. От щита этажного до ввода в квартиры кабели проложить скрыто в плитах перекрытий в закладных гладких трубах ПНД кабелем с расщепленными жилами ВВГнг(А)-LS.
7. При соединении розеток и светильников шлейфом, РЕ-проводники должны присоединяться при помощи ответвлений без разрыва.
8. Общие примечания см. л.2

Блок-секция 2

Назначение групп в квартире до 90кВт
Гр1 - 32А+УЗО - электроплита
Гр.2 - 16А+УЗО - освещение + розеточная сеть на кухне+вентилятор на кухне
Гр.3 - 16А+УЗО - освещение + розетка с/у, вентилятор с/у, освещение + розетка прихожей
Гр.4 - 16А+УЗО - освещение + розеточная сеть в жилых комнатах

						051.1-66-ЭМ			
						Многоквартирные многоэтажные дома №№65,66 с объектами обслуживания жилой застройки до встроенных помещений по ул. Спортивная в Ленинском районе г. Новосибирска III,IV этапы строительства			
Изм.	Кол.уч.	Лист	№ док.	Подп.	Дата	Многоквартирный многоэтажный дом №66 с объектами обслуживания жилой застройки до встроенных помещений. IV этап строительства	Стадия	Лист	Листов
Разработал	Медведева				06.26		Р	33	
Проверил	Дедкова				06.26				
						Блок-секция 2. План типового этажа (17-18 эт.). План сети электроосвещения, розеточной сети квартир	ООО "СЗ ДСК КПД-Газстрой"		
Н. контроль	Романцова				06.26				