


Блок-секция 1.
Спецификация оборудования (1 этаж)

Поз.	Обозначение	Наименование	Кол.	Примечание
	—	Щит этажный ЩЭ на 2 квартиры	1	
	—	Щит этажный ЩЭ на 4 квартиры	1	
	—	Щиток квартирный	6	
	—	Обрамление	2	
	🔊	Звонок безисковой с кнопкой типа Агат.	6	
	⊗	Патрон подвесной	16	
	✉	Зажим люстровый КЛ-2.5УЗ	110	
	🔌	Выключатель одноклавишный, 220В, 10А, IP20, скрытой установки	18	
	🔌	Выключатель двухклавишный, 220В, 10А, IP20, скрытой установки	10	
	🔌	Розетка, 220В, 16А, IP20, со шторками	51	
	🔌	Розетка, 220В, 16А, IP20,со шторками 2х-местная	8	
	🔌	Разъем штепсельный, 220В, 32А, РШ-ВШ-32	6	
	🔌	Розетка ~220В, 16А, IP44	6	
	🔆	Светильник НПБ2602А, IP54, кл. защиты 2	6	
	—	Коробка монтажная КУП	6	
		Крюк для крепления светильников в подвесном потолке. П249УЗ	22	жилая комната, прихожие, холлы, кухни
		Розетка потолочная	22	

План первого этажа блок-секции 3

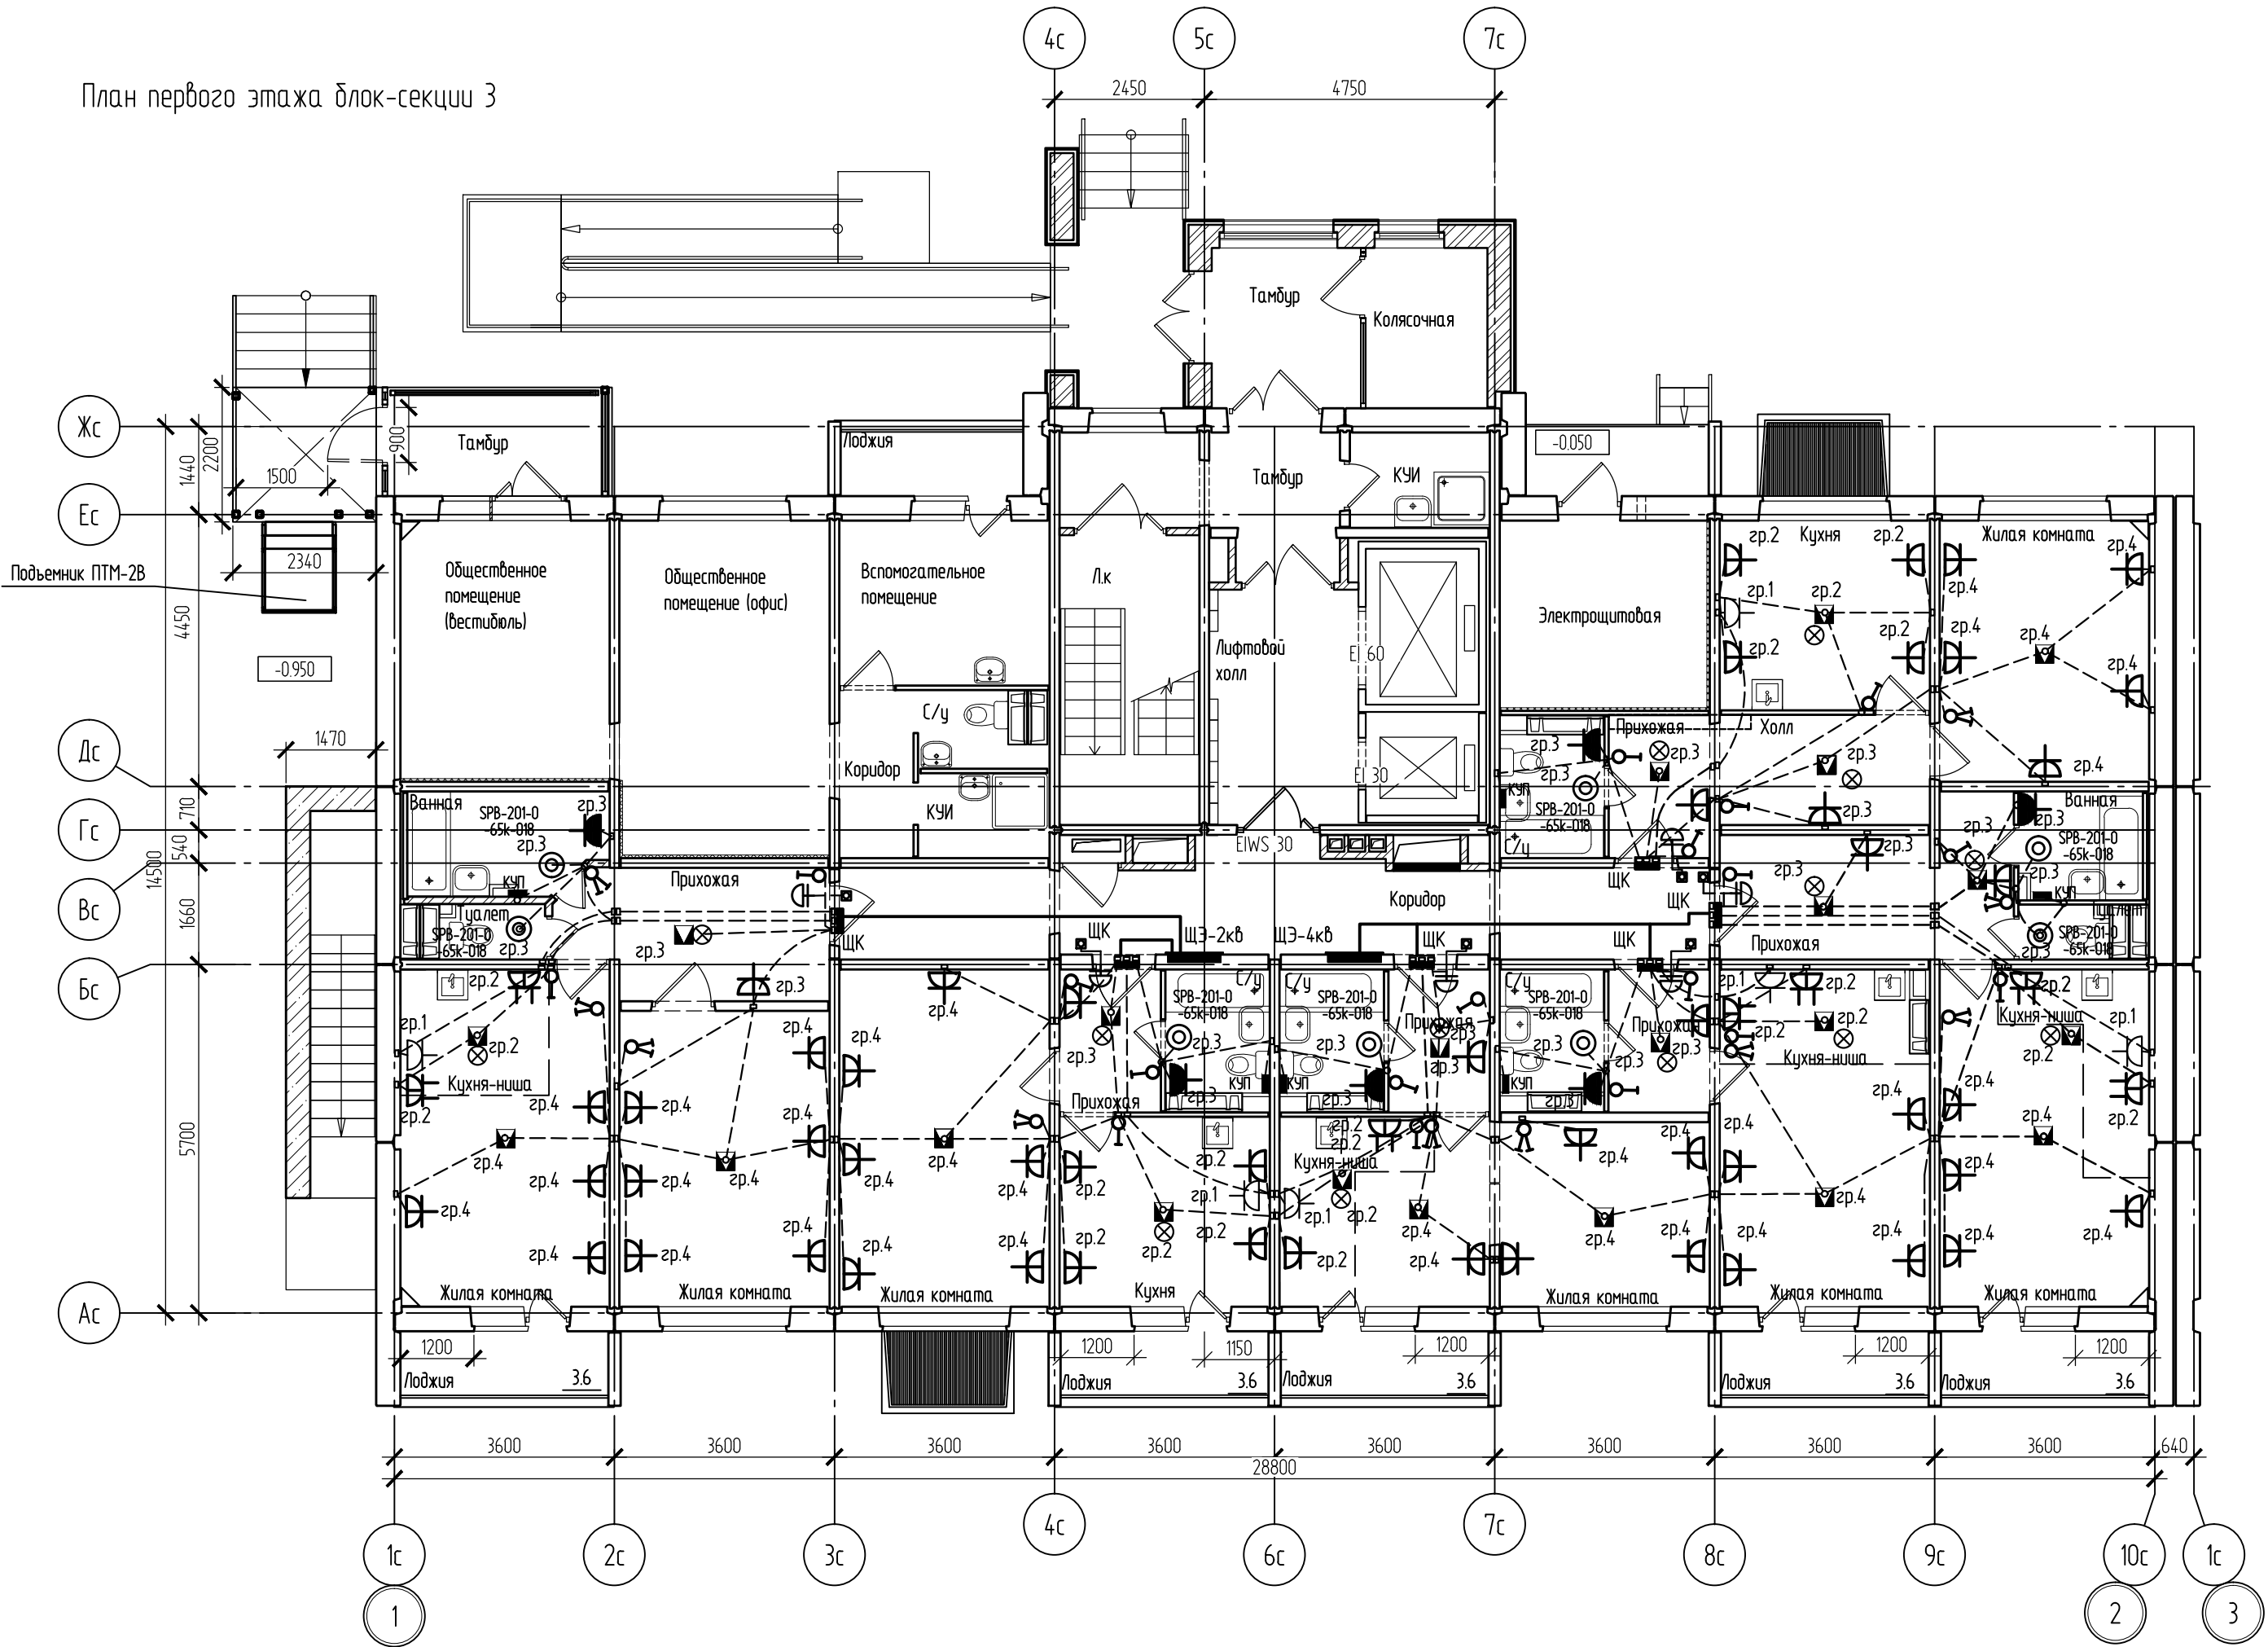


Блок-секция 3

Примечание

1. Проводку в квартирах выполнить скрыто в панелях в закладных гладких трубах ПНД проводом Пувнг(А)-LS.
2. В жилых комнатах, кухнях, с/у и прихожих устанавливаются люстровые зажимы. Патроны предусмотрены в прихожих, коридорах, туалетах и кухнях.
3. Все выключатели установить на высоте 0,9 м от уровня пола. Розетки на высоте 0,3 м от уровня пола, если иного не указано на плане. Спуски кабелей от коробки ответвительной выполнить скрыто в панелях в закладных гладких трубах ПНД. Звонок установить на высоте 1,5 м от уровня пола на двусторонний скотч.
4. Розетки IP44 в с/у установить в зоне 3 на высоте +1,000. Коробки ШУП с шинкой ДСУП установить на отм.+0.200.
5. Монтаж электропроводки выполнить согласно ГОСТ Р 50571.15-97 часть 5 гл.52, ПУЭ, СП 256.1325800.2016.
6. От щита этажного до ввода в квартиры кабели проложить скрыто в плитах перекрытий в закладных гладких трубах ПНД кабелем с расфасованными жилами ВВГнг(А)-LS.
7. При соединении розеток и светильников шлейфом, РЕ-проводники должны присоединяться при помощи ответвлений без разрыва.
8. Общие примечания см. л.2

СХЕМА БЛОКИРОВКИ

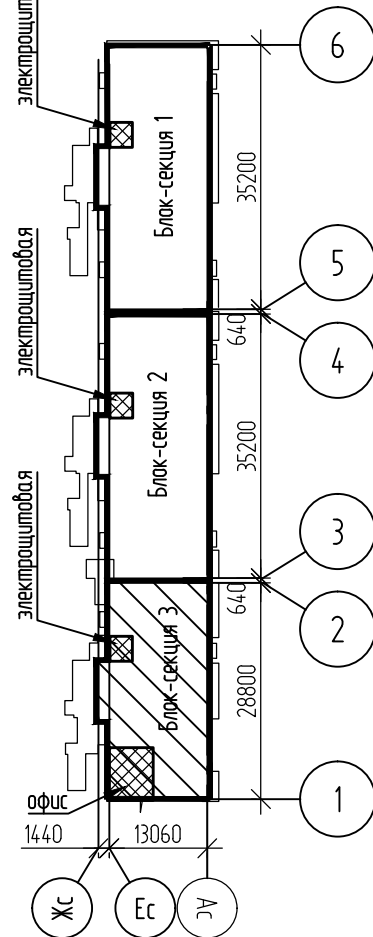

						051.1-66-ЭМ			
						Многоквартирные многоэтажные дома №№65,66 с объектами обслуживания жилой застройки во бстроенных помещениях по ул. Спортивная в Ленинском районе г. Новосибирска III,IV этапы строительства			
Изм.	Кол.уч.	Лист	№ док.	Подп.	Дата	Многоквартирный многоэтажный дом №66 с объектами обслуживания жилой застройки во бстроенных помещениях. IV этап строительства	Стадия	Лист	Листов
Разработал	Медведева	06.26					Р	34	
Проверил	Дедкова	06.26							
						Блок-секция 3. План сети электроосвещения, розеточной сети квартир			
Н. контроль	Романцова	06.26				000 "СЗ ДСК КПД-Газстрой"			

Назначение групп в квартире до 90кв.м
Гр.1 - 32А*У30 - электроплита
Гр.2 - 16А*У30 - освещение + розеточная сеть на кухне
Гр.3 - 16А*У30 - освещение + розетка с/у, освещение + розетка прихожей
Гр.4 - 16А*У30 - освещение + розеточная сеть в жилых комнатах