
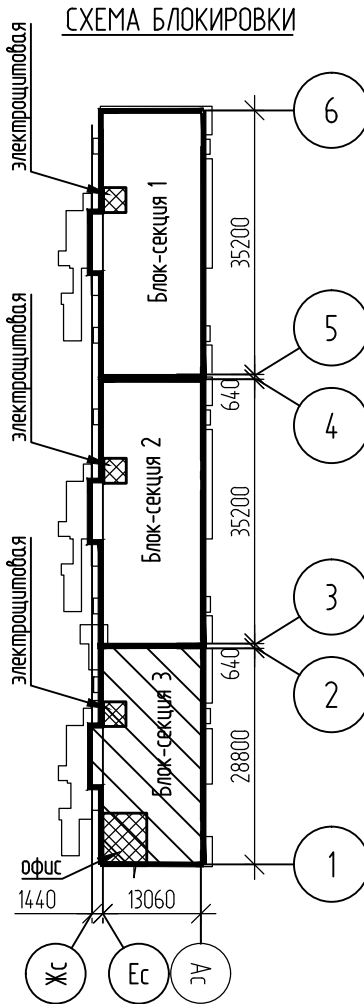


Блок-секция 3.
Спецификация оборудования (2-16 этаж)

Поз.	Обозначение	Наименование	Кол.	Примечание
	■	Щит этажный ШЭ на 3 квартиры	1	
	■	Щит этажный ШЭ на 4 квартиры	1	
	■	Щиток квартирный	7	
		Обрамление	2	
	📞	Звонок безисковой с кнопкой типа Агат.	7	
	⊗	Патрон подвесной	16	
	✉	Зажим ленточный КЛ-2.5УЗ	116	
	⚡	Выключатель одноклавишный, 220В, 10А, IP20, скрытой установки	22	
	⚡	Выключатель двухклавишный, 220В, 10А, IP20, скрытой установки	13	
	🔌	Розетка, 220В, 16А, IP20, со шторками	65	
	🔌	Розетка, 220В, 16А, IP20, со шторками	2х-местная 10	
	🔌	Разъем штепсельный, 220В, 32А, РШ-ВШ-32	7	
	🔌	Розетка ~220В, 16А, IP44	7	
	○	Светильник SPB-201-0-65K-018, IP65, кл. защиты 2	10	
	■	Коробка монтажная КУП	7	
		Зажим контактный винтовой ЗВИ-ЗПЗ/zvi-3-PE (для подвесных потолков)	11	жилые комнаты

 
План типового этажа (2-16 эт.) блок-секции 3

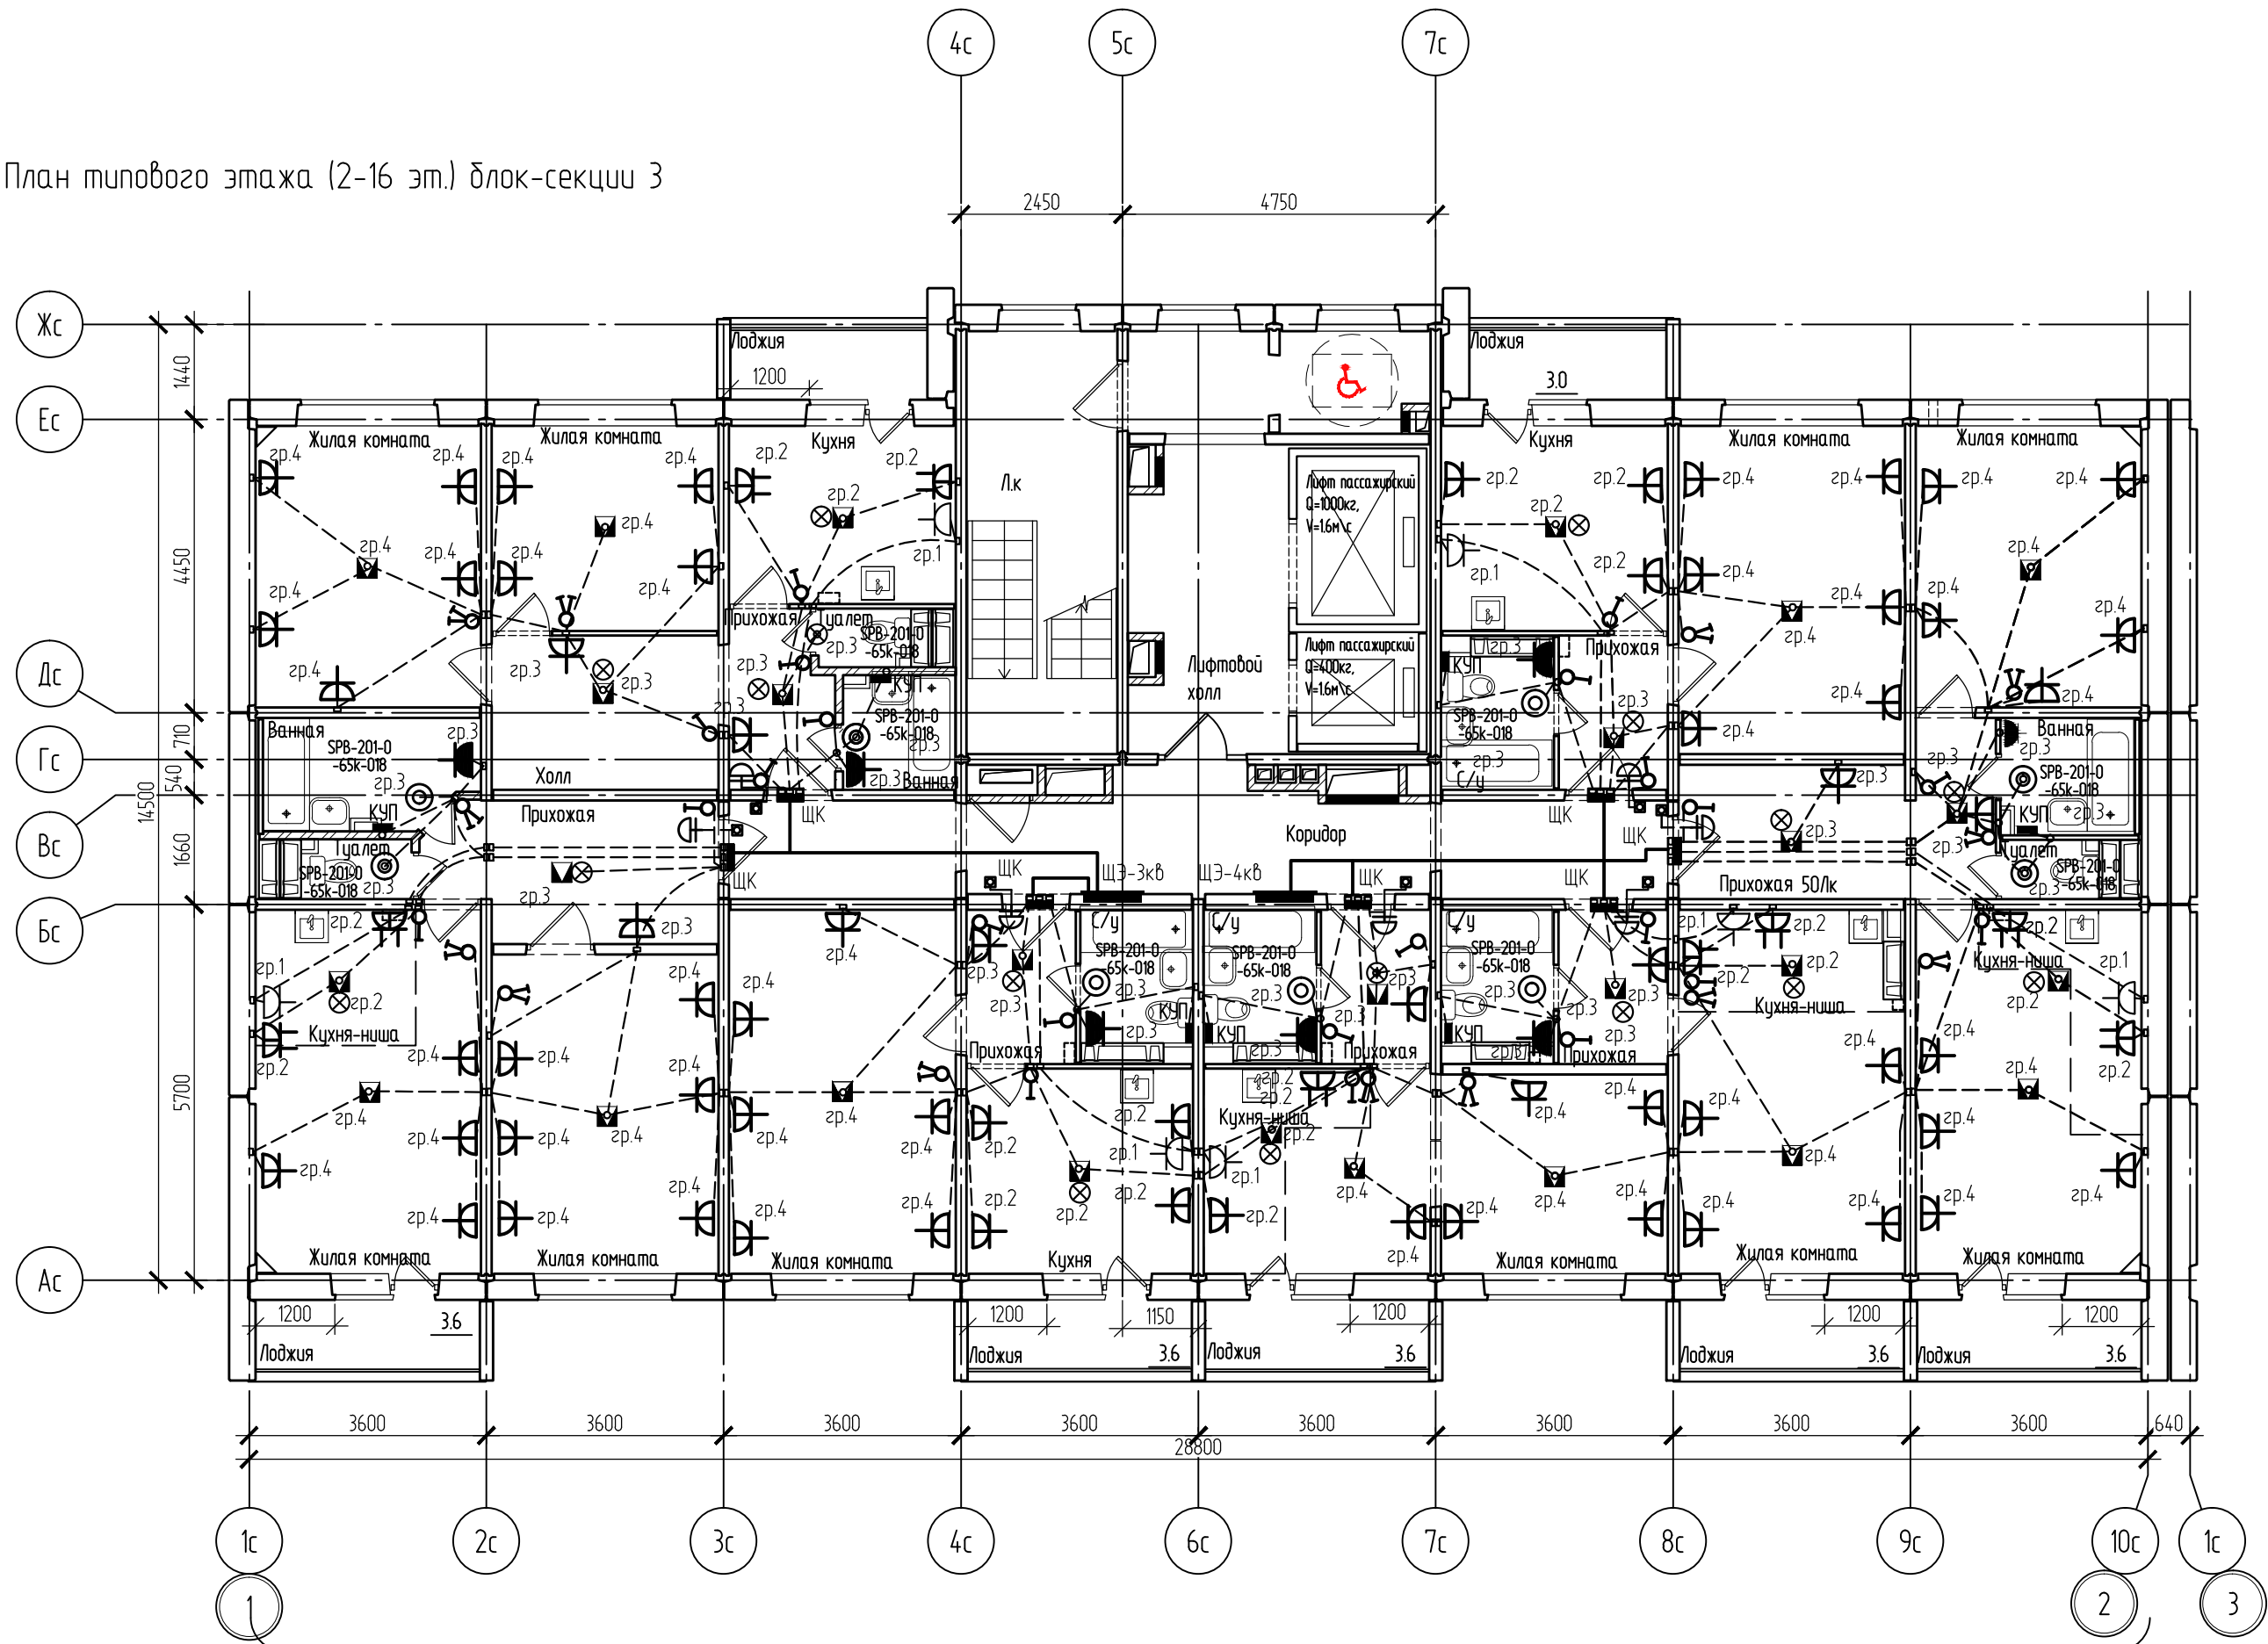

Примечание

1. Проводку в квартирах выполнить скрыто в панелях в закладных гладких трубах ПНД проводом ПУВнг(А)-LS.
2. В жилых комнатах, кухнях, с/у и прихожих устанавливаются ленточные зажимы. Патроны предусмотрены в прихожих, коридорах, туалетах и кухнях.
3. Все выключатели установить на высоте 0,9 м от уровня пола. Розетки на высоте 0,3 м от уровня пола, если иного не указано на плане. Спуски кабелей от коробки ответвительной выполнить скрыто в панелях в закладных гладких трубах ПНД. Звонок установить на высоте 1,5 м от уровня пола на двусторонний скотч.
4. Розетки IP44 в с/у установить в зоне 3 на высоте +1,000. Коробки ШУП с шинкой ДСУП установить на отм.+0.200.
5. Монтаж электропроводки выполнить согласно ГОСТ Р 50571.15-97 часть 5 гл.52, ПУЭ, СП 256.13.25800.2016.
6. От щита этажного до ввода в квартиры кабели проложить скрыто в плитах перекрытий в закладных гладких трубах ПНД кабелем с расфасованными жилами ВВГнг(А)-LS.
7. При соединении розеток и светильников шлейфом, РЕ-проводники должны присоединяться при помощи ответвлений без разрыва.
8. Общие примечания см. л.2

Назначение групп в квартире до 90кв.м
Гр.1 - 32А•У30 - электроплита
Гр.2 - 16А•У30 - освещение + розеточная сеть на кухне
Гр.3 - 16А•У30 - освещение + розетка с/у, освещение + розетка прихожей
Гр.4 - 16А•У30 - освещение + розеточная сеть в жилых комнатах

						051.1-66-ЭМ			
						Многоквартирные многоэтажные дома №№65,66 с объектами обслуживания жилой застройки во встроенных помещениях по ул. Спортивная в Ленинском районе г. Новосибирска III,IV этапы строительства			
Изм.	Кол.уч.	Лист	№ док.	Подп.	Дата	Многоквартирный многоэтажный дом №66 с объектами обслуживания жилой застройки во встроенных помещениях. IV этап строительства	Стадия	Лист	Листов
Разработал	Медведева				06.26				
Проверил	Дедкова				06.26		Р	35	
Н. контроль	Романцова				06.26	Блок-секция 3. План типового этажа (2-16 эт.). План сети электроосвещения, розеточной сети квартир	ООО "СЗ ДСК КПД-Газстрой"		