



План машинного помещения лифта Блок-секция 1
Освещение

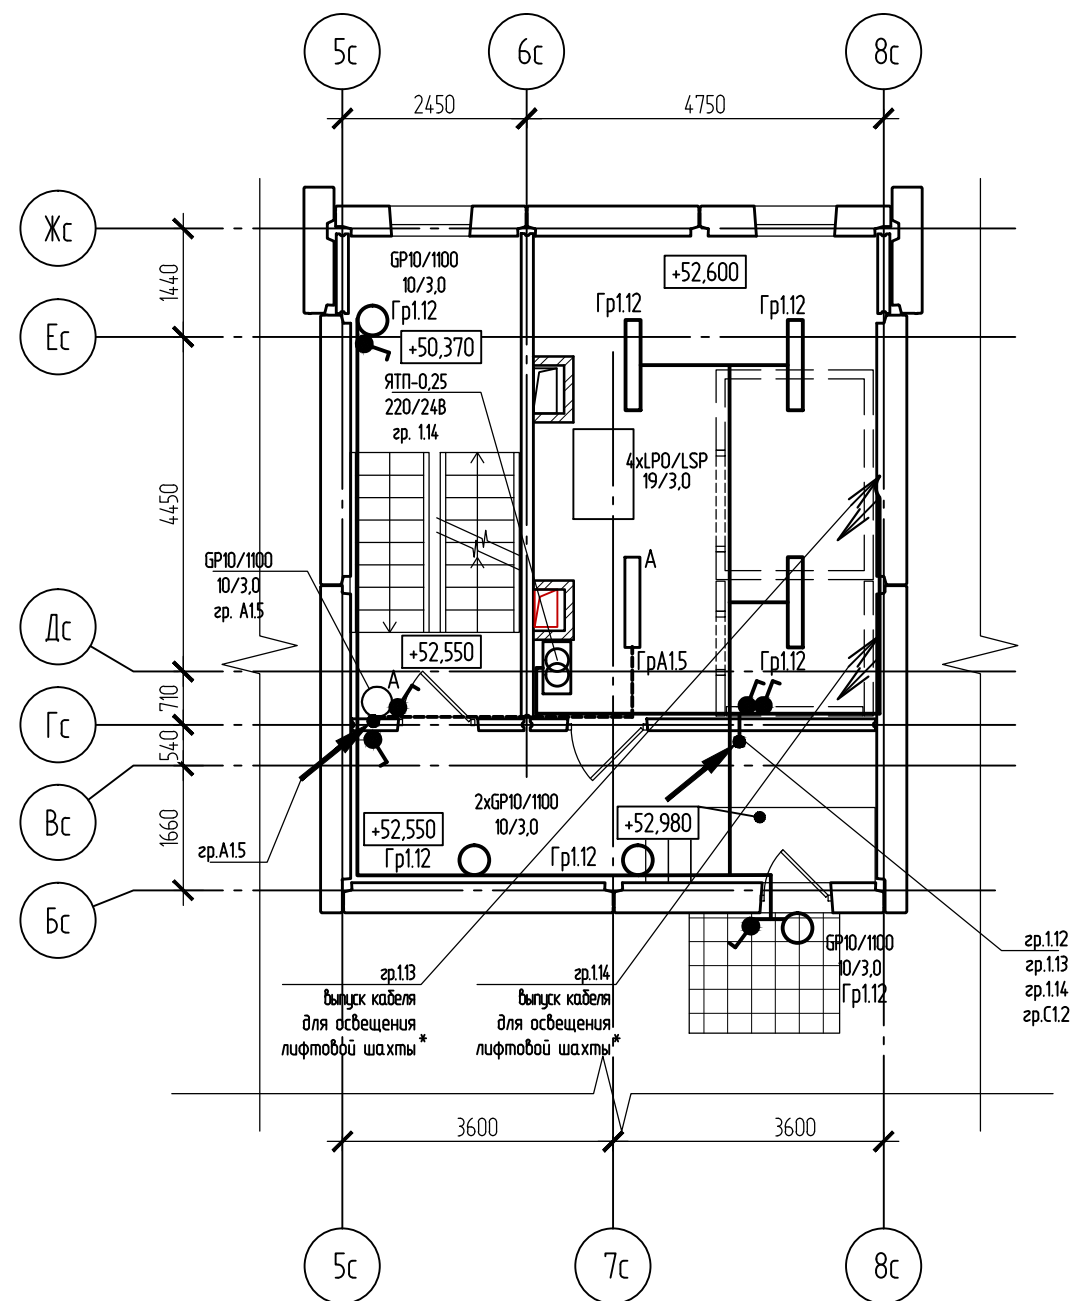

План машинного помещения лифта Блок-секция 1
Силовое оборудование

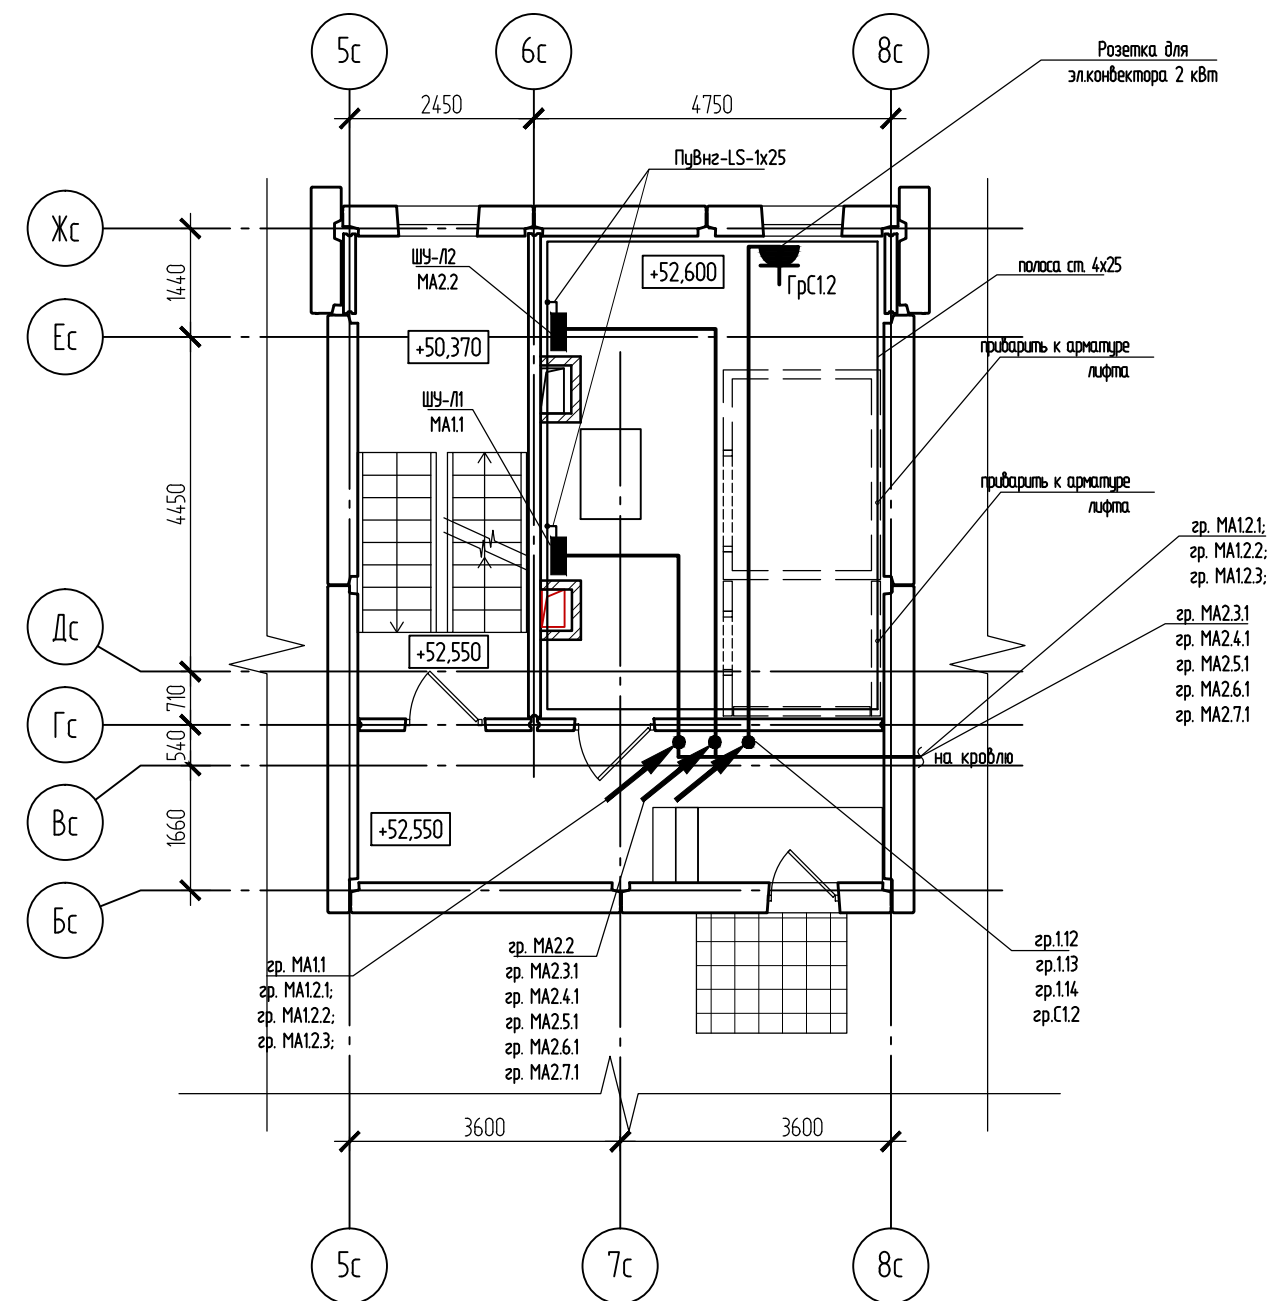

* прокладка кабелей в шахте лифта выполняется и предусматривается специализированной организацией.

						051.1-66-ЭМ		
						Многоквартирные многоэтажные дома №№65,66 с объектами обслуживания жилой застройки во встроенных помещениях по ул. Спортивная в Ленинском районе г. Новосибирска III,IV этапы строительства		
Изм.	Кол. уч.	Лист	№ док.	Подп.	Дата	Многоквартирный многоэтажный дом №66 с объектами обслуживания жилой застройки во встроенных помещениях. IV этап строительства	Стадия	Лист
Разработал	Медведева				06.26		Р	39
Проверил	Дедкова				06.26	Блок-секция 1. План машинного отделения лифтов. Силовое электрооборудование. Освещение.	ООО "СЗ ДСК КПД-Газстрой"	
Н. контроль	Романцова				06.26			